


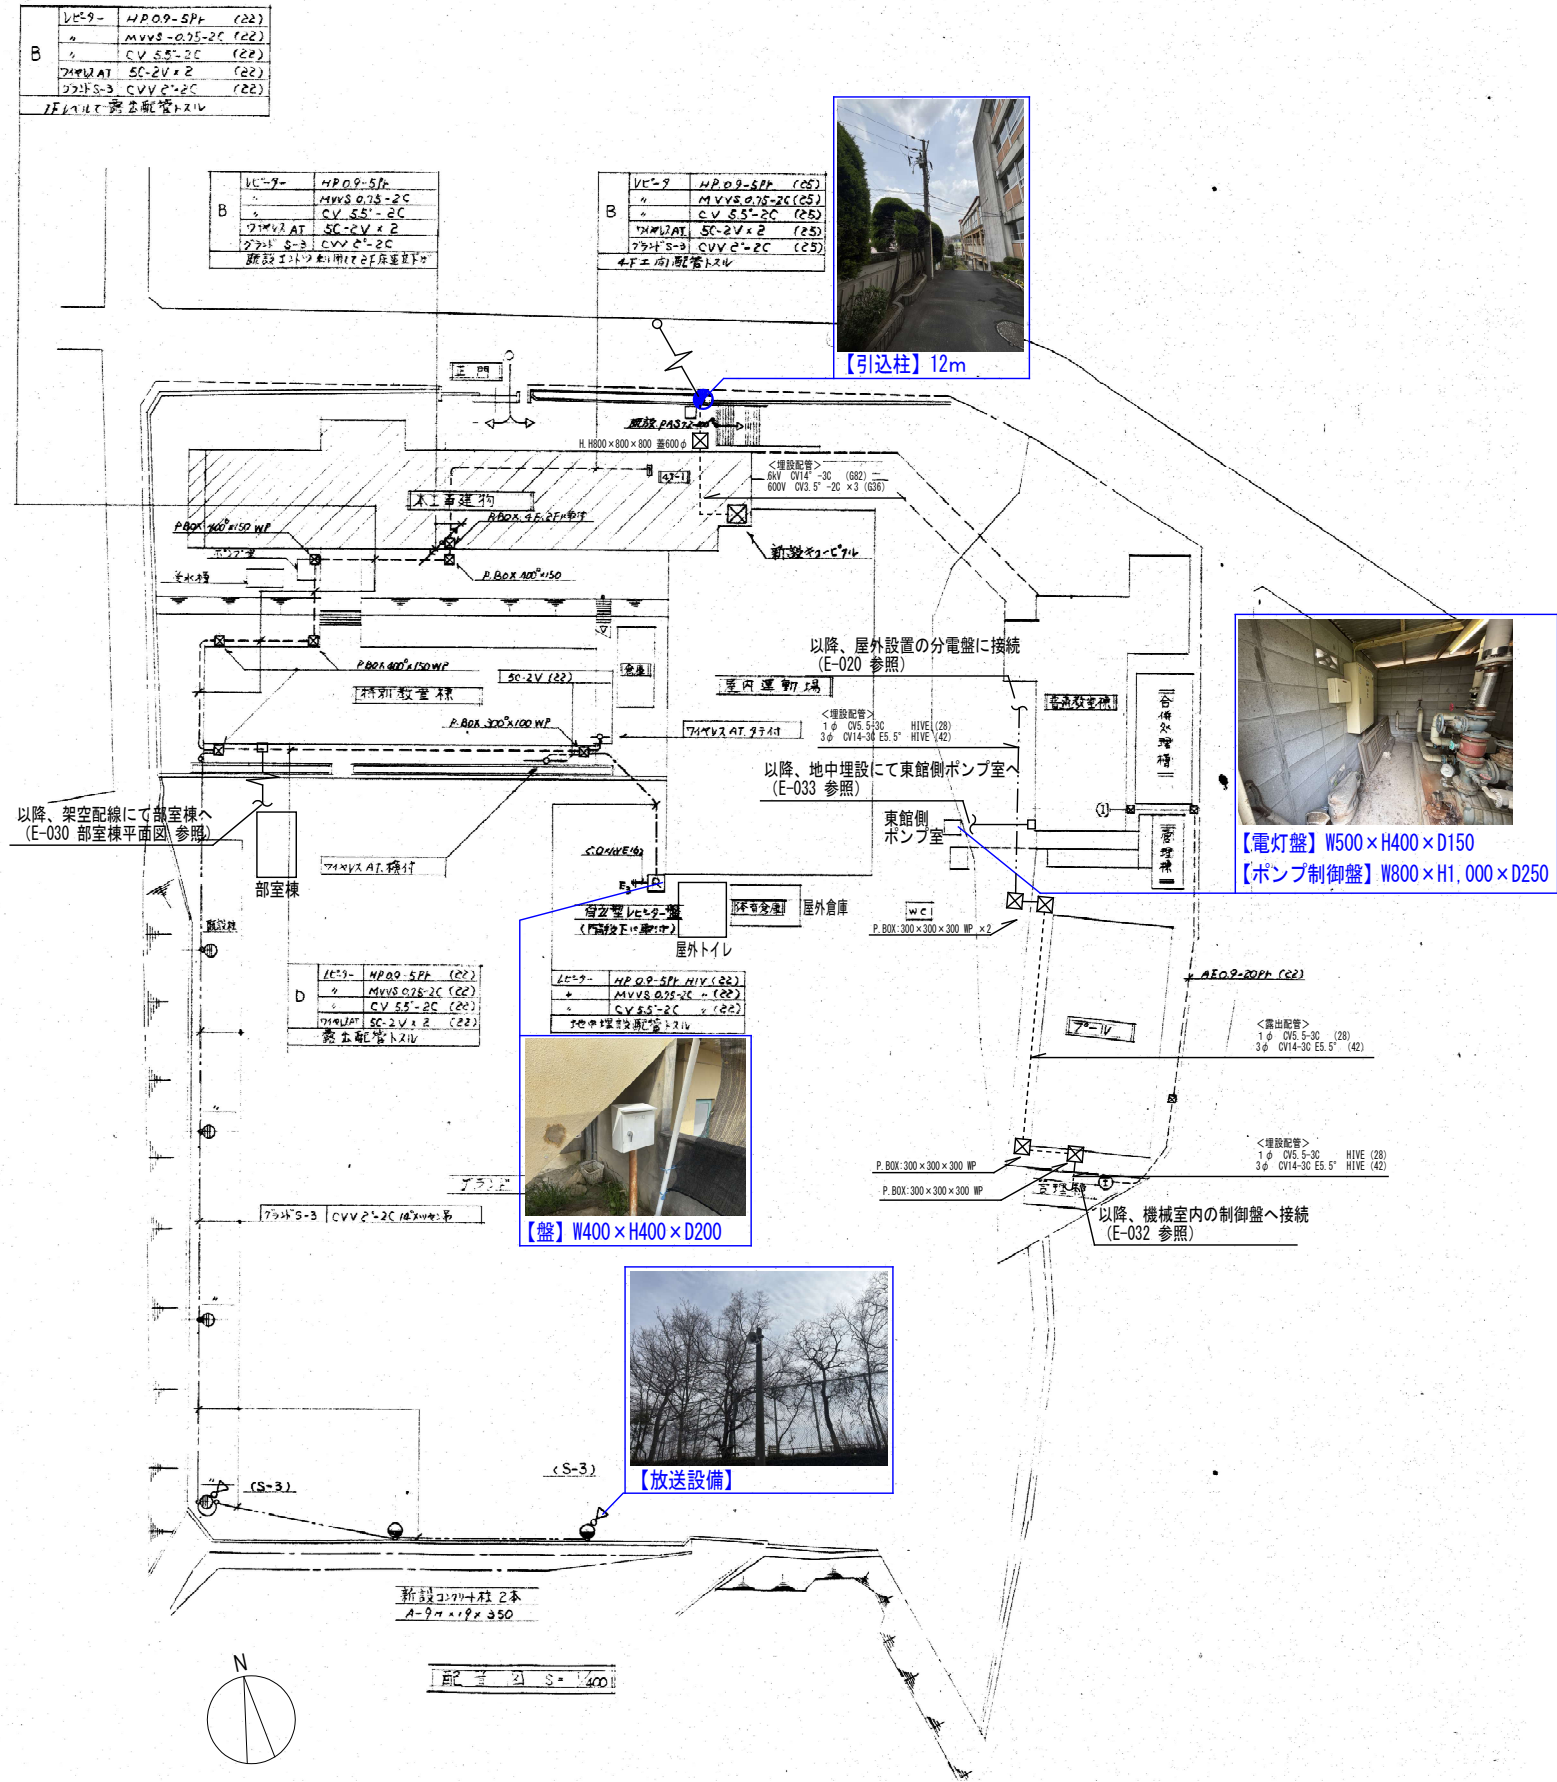

生駒南中学校 配置図


作成年月日 2026・05・29			株式会社 類設計室 本社 〒532-0011 大阪府大阪市淀川区西中島4-3-2 類ビル 東京設計室 〒144-0052 東京都大田区蒲田5-3-8-3 蒲田朝日ビルディング 大阪設計室 〒532-0011 大阪府大阪市淀川区西中島4-3-2 類ビル	一級建築士 大臣登録第363087号 設計 小熊 耕平	担当 鈴木 邦彦 花塚 優人 西澤 亮太	工事名称 生駒南中学校校舎等解体工事 図面名称 (現況撤去)屋外電気設備 配置図	縮尺 A1: 1/400 A3: 1/800	図面NO. E-002
第 1 回								
第 2 回								
第 3 回								
第 4 回								




【キュービクル】W3,000×H2,400×D5,000



【変圧器】三相50kVA/単相30kVA

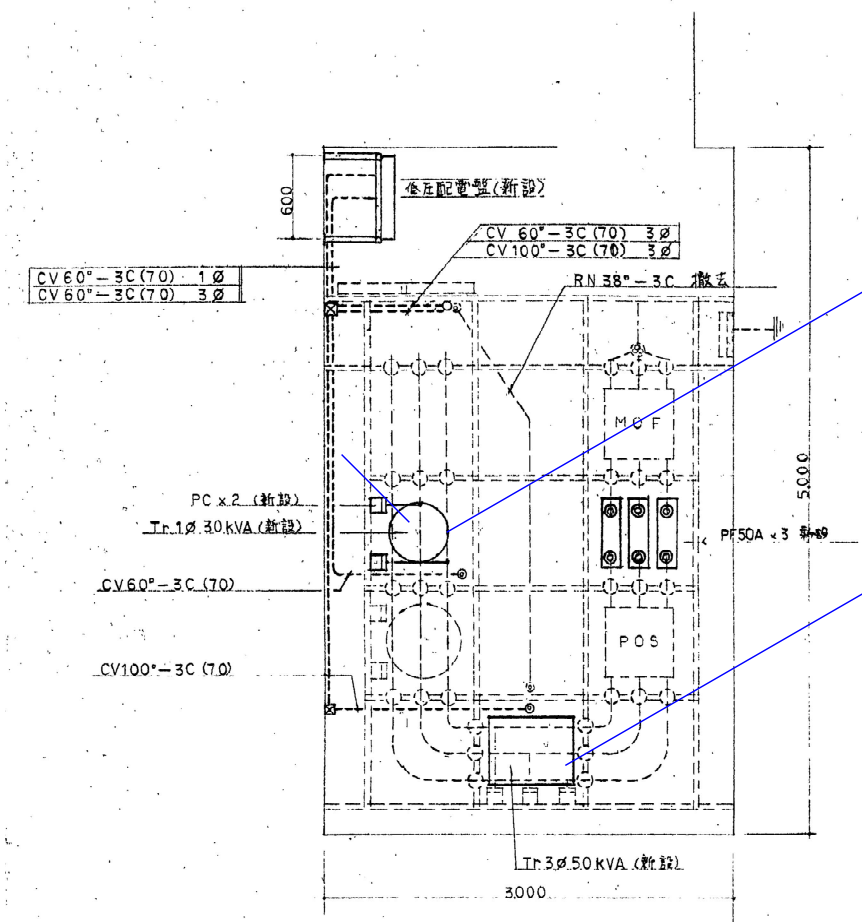

既存受変電設備 平面詳細図

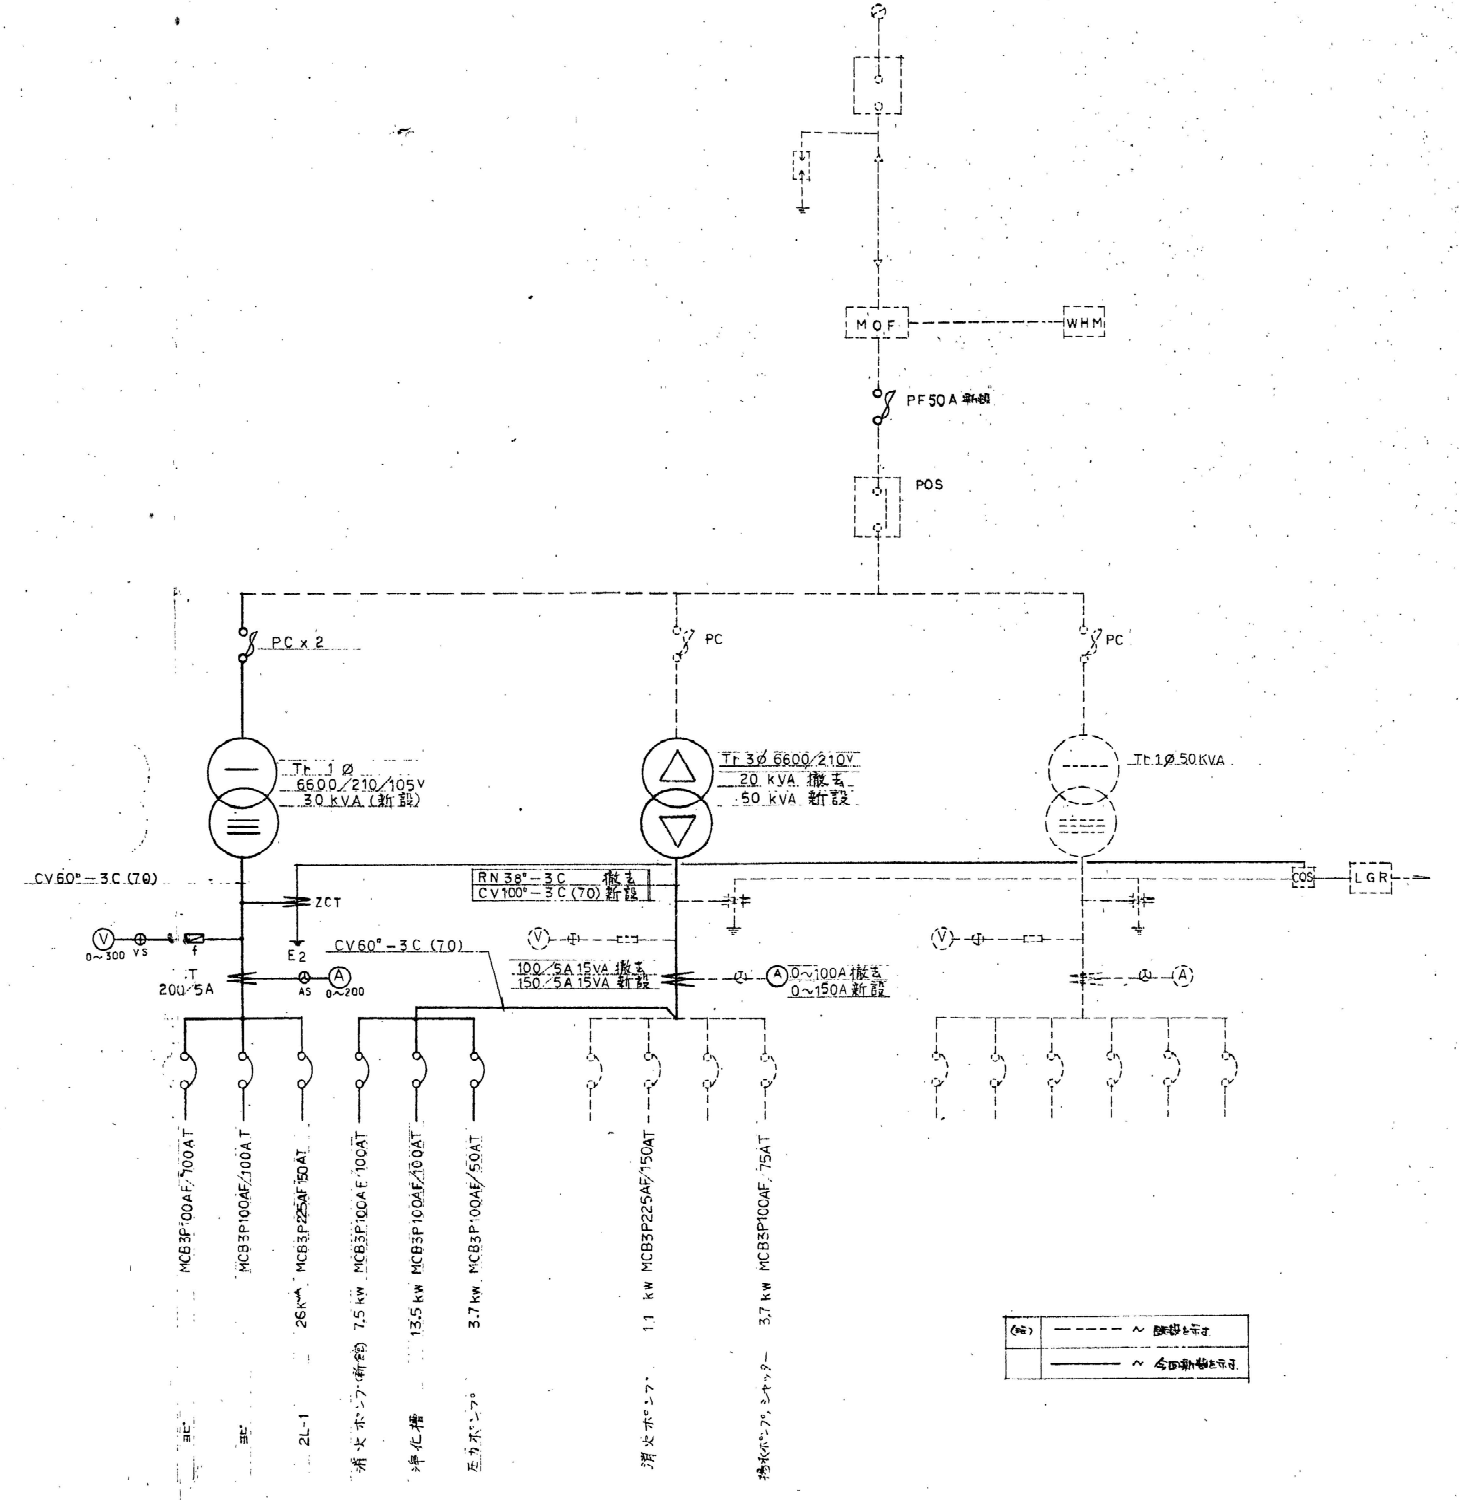

既存受変電設備 単線結線図