



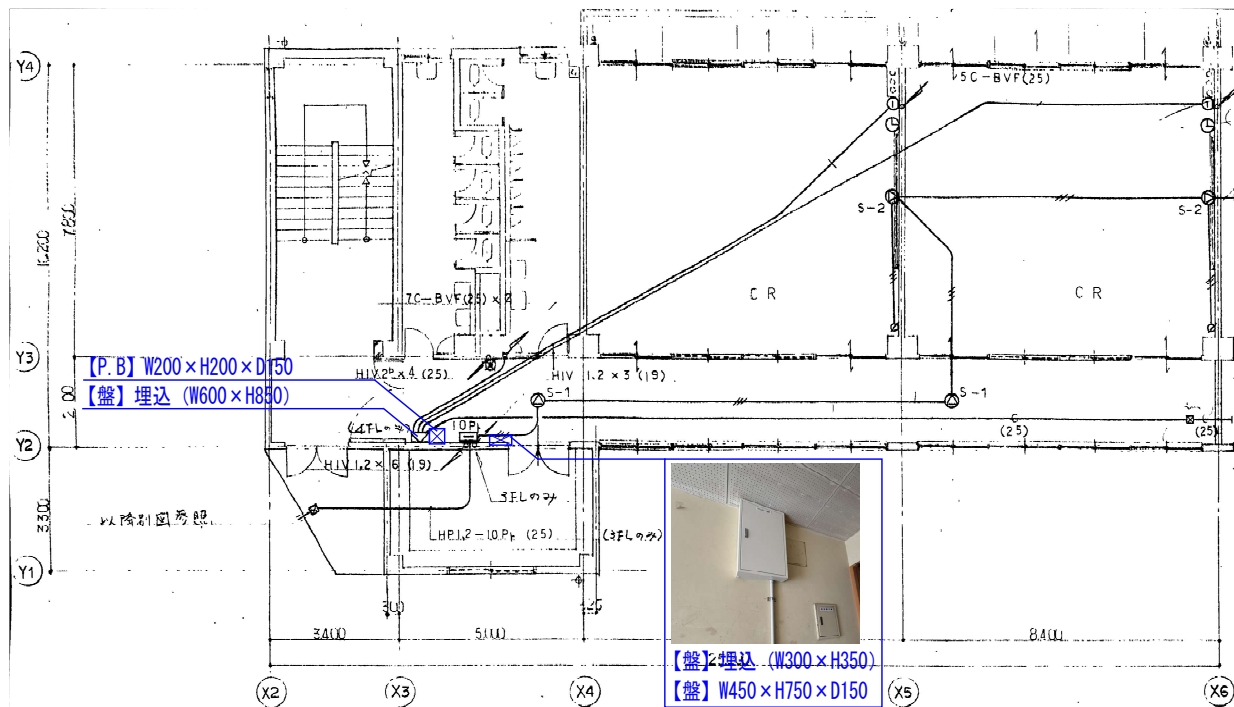


3.4 階平面図 1:100


註、テレビ受聴の横引き配線は4Fまでとする。
テレビ受聴の特設な配線は5C-BVF(19)とする。
放送設備の " HIV1.2 (19) と3.5.

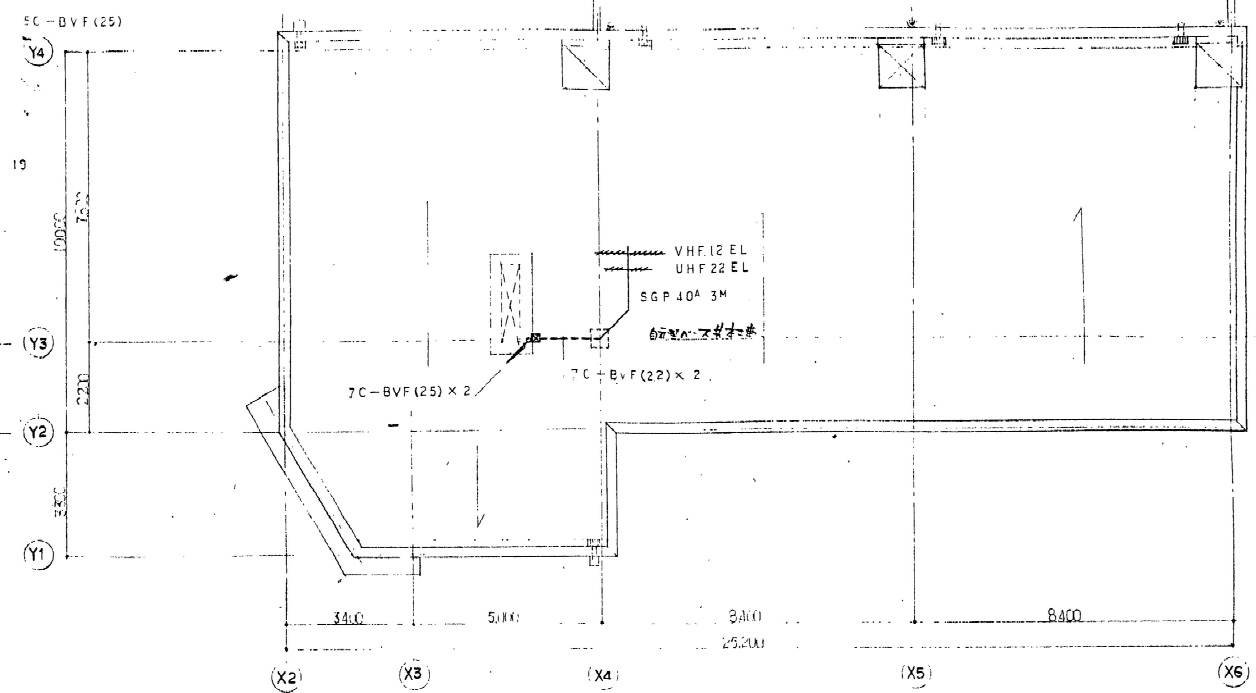

屋根伏図 1:100



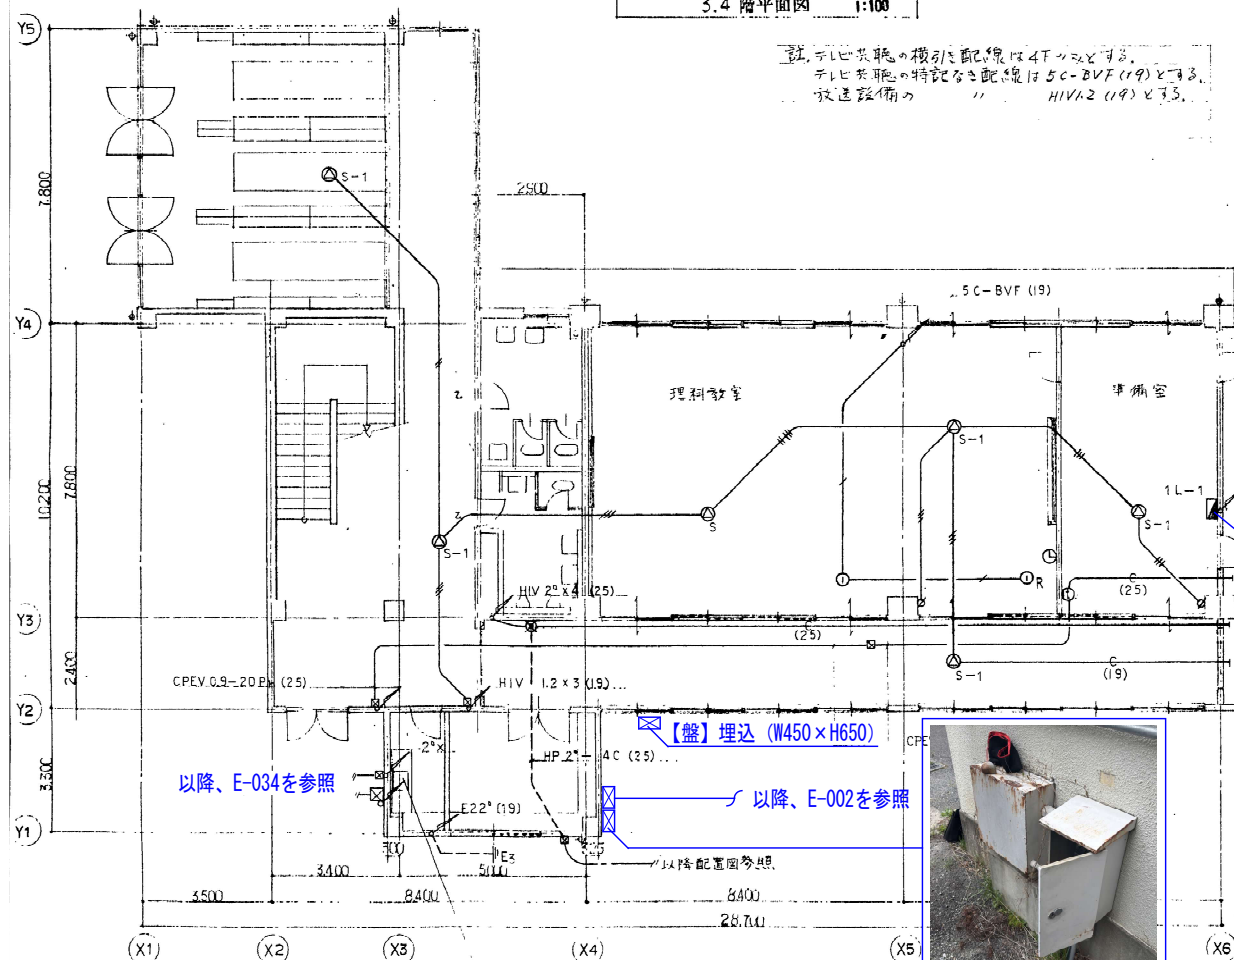


1 階平面図 1:100

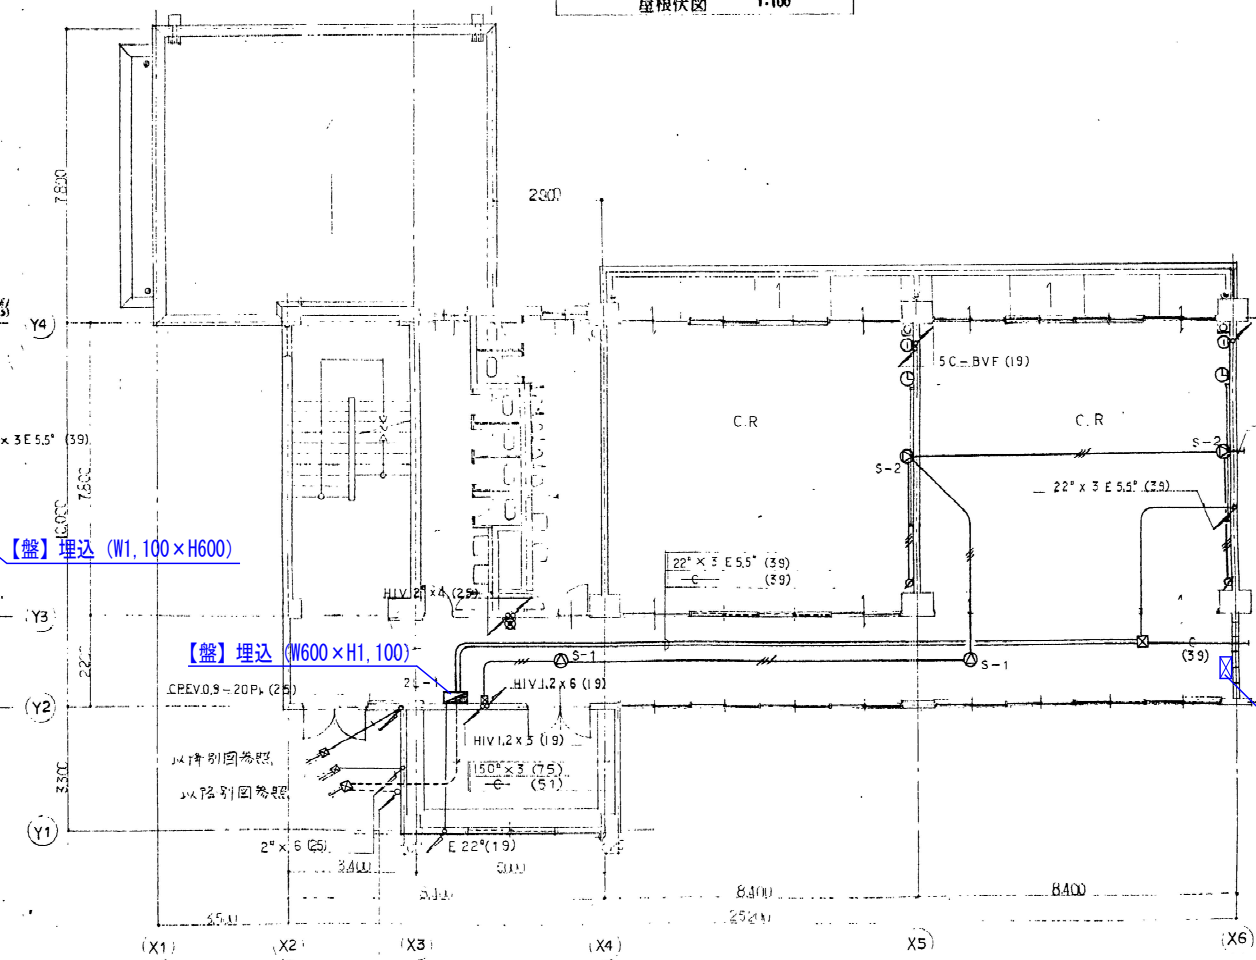

2 階平面図 1:100

作成年月日 2026.05.29	備考	株式会社 類設計室 本社 〒532-0011 大阪府淀川区西中島4-3-2 類ビル 東京設計室 〒144-0052 東京都大田区蒲田5-3-8-3 蒲田朝日ビルディング 大阪設計室 〒532-0011 大阪府淀川区西中島4-3-2 類ビル	一級建築士事務所 一級建築士 大臣登録第363087号 設計 小熊 耕平	担当 鈴木 邦彦 花塚 優人 西澤 亮太	工事名称 生駒南中学校校舎等解体工事 図面名称 (東館)(現況撤去)幹線・動力・弱電設備 1~4階平面図 縮尺 A1: 1/100 A3: 1/200	図面NO. E-020
---------------------	----	--	--	----------------------------	--	-------------

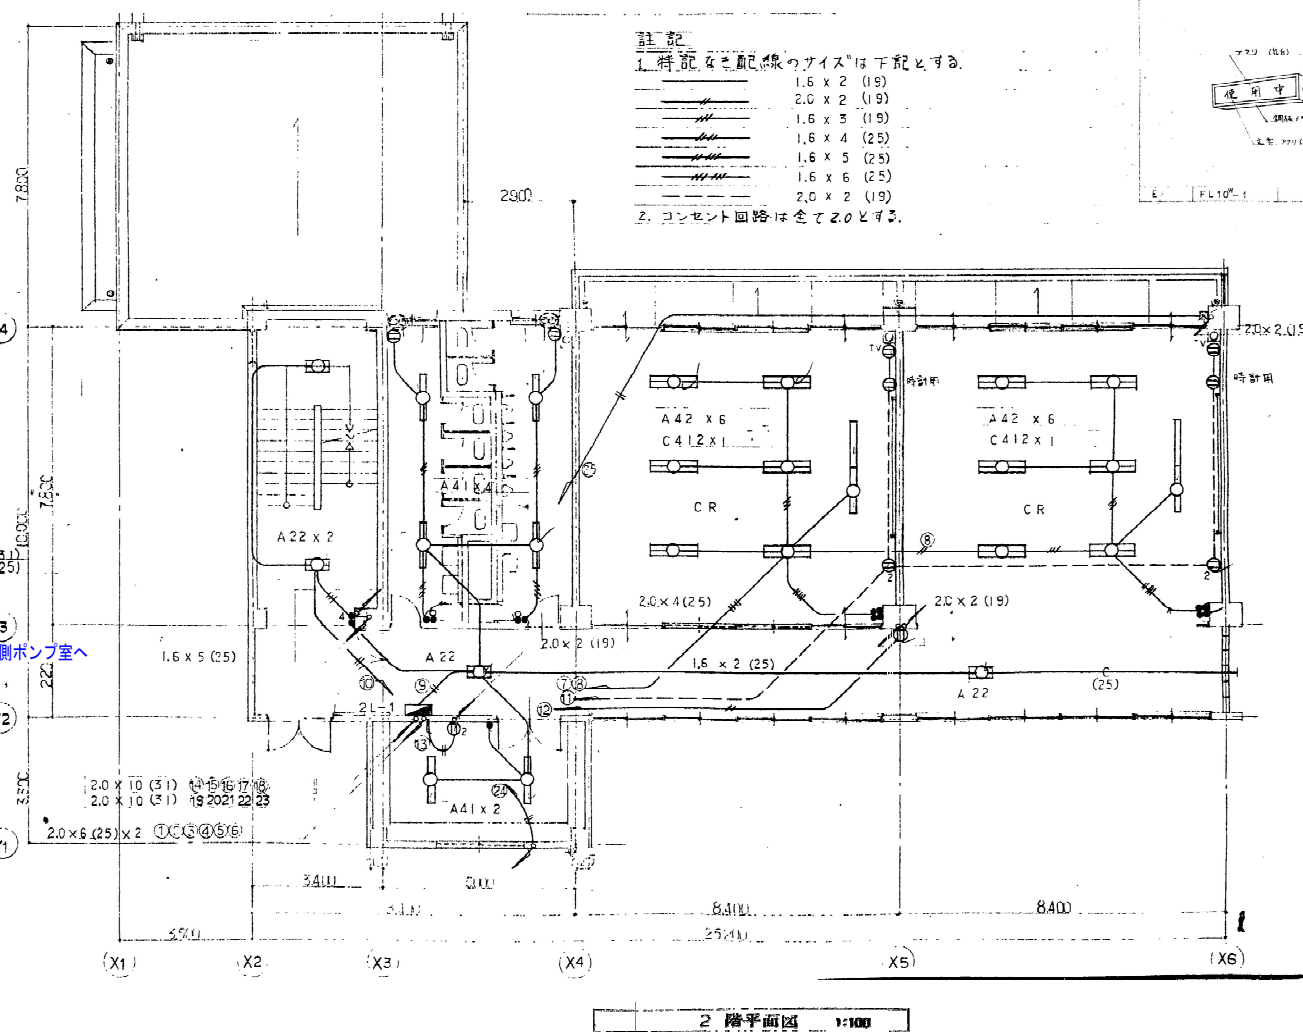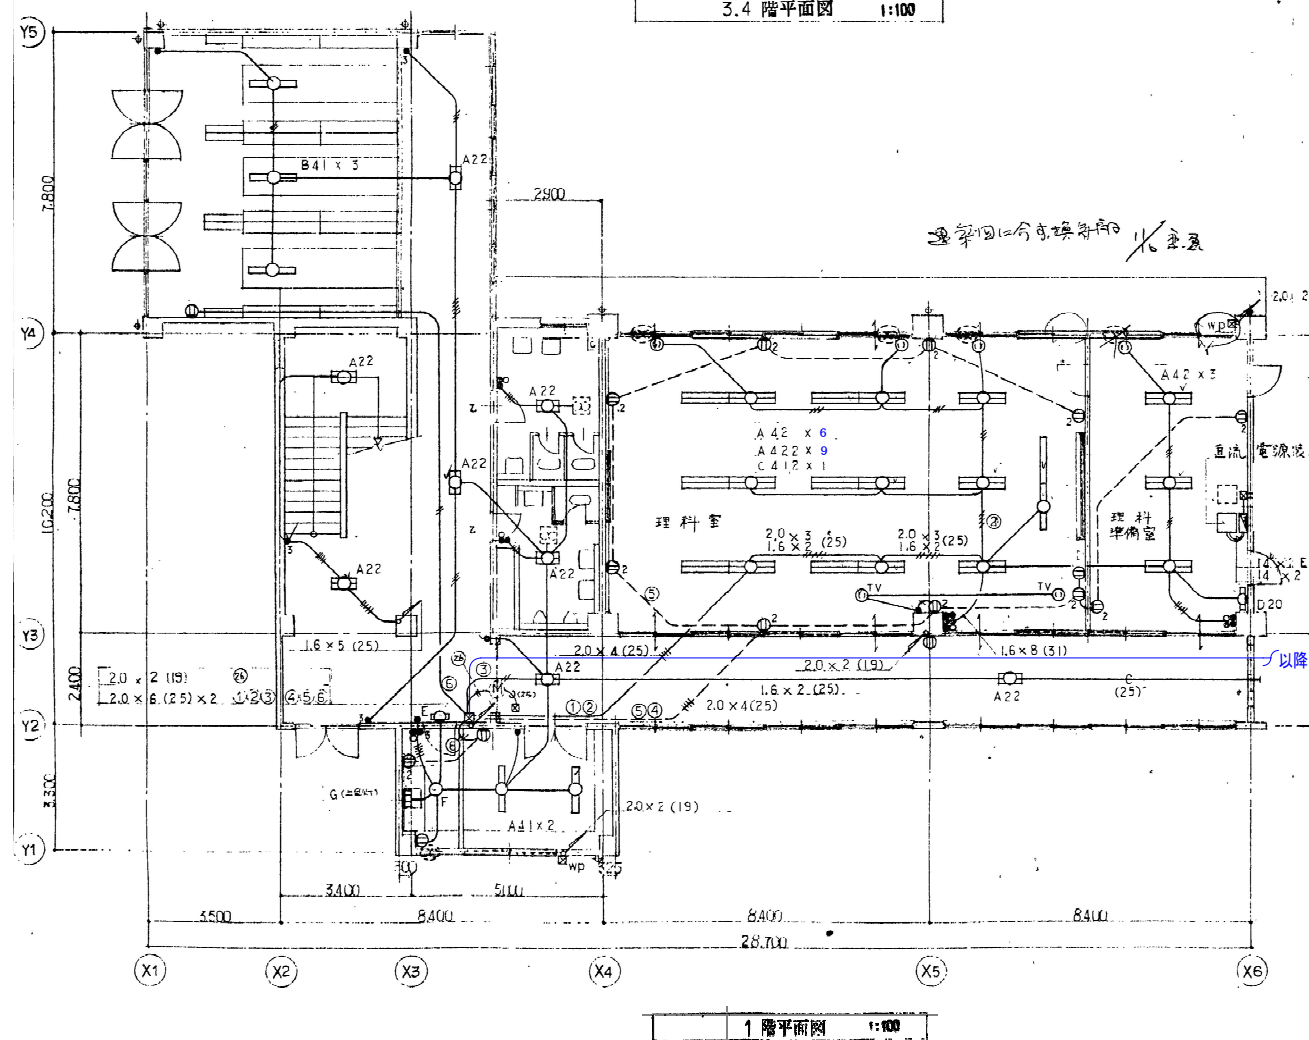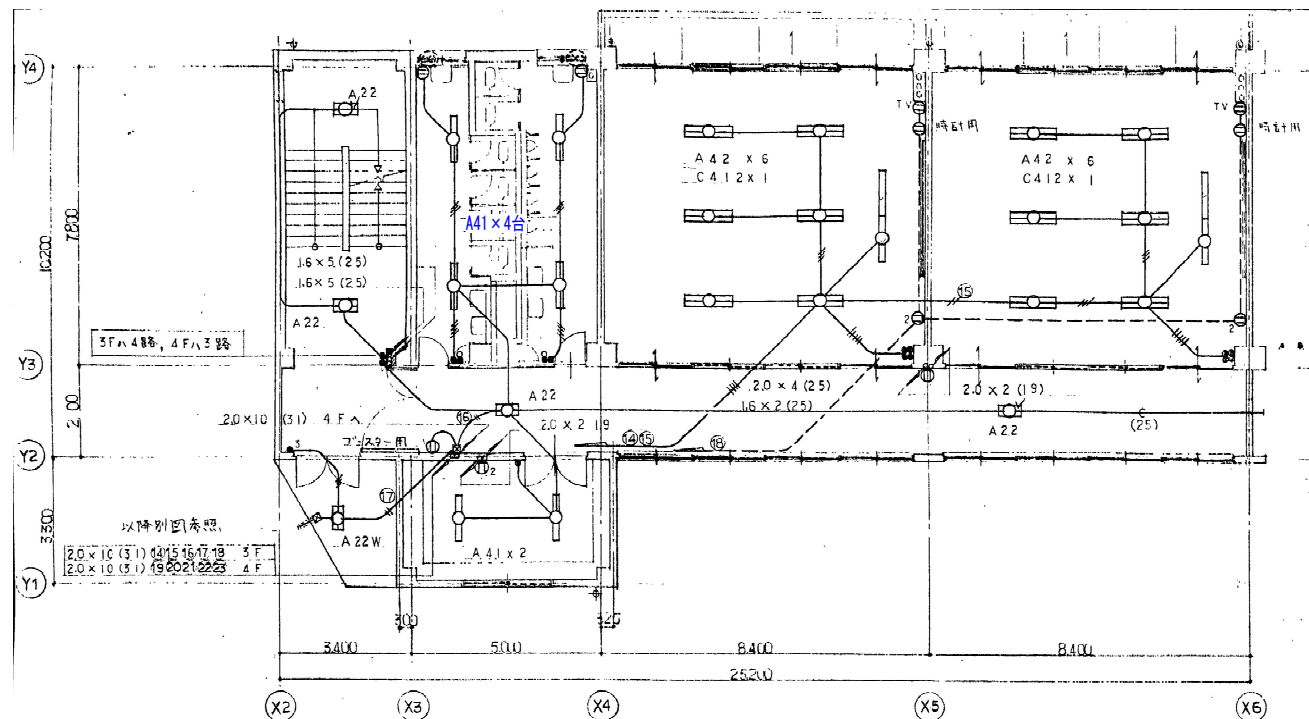

A 22		FL 20 ⁰ -2	
A 41		FL 40 ⁰ -1	
A 42		FL 40 ⁰ -2	
A 422		FL 40 ⁰ -2 x 2	
A 22W		FL 20 ⁰ -2	防犯型
B 41		FL 40 ⁰ -1	
G		FL 20 ⁰ -3	防犯型
C 412		FL 40 ⁰ -1 x 2	
D		FL 20 ⁰ -1	
E		FL 10 ⁰ -1	

註記
 1. 特記なき配線線のサイズは下記とする。
 1.5 x 2 (19)
 2.0 x 2 (19)
 1.5 x 3 (19)
 1.5 x 4 (25)
 1.5 x 5 (25)
 1.5 x 6 (25)
 2.0 x 2 (19)
 2. コンセント回路は全て2.0とする。

作成年月日 2026・05・29		備考	株式会社 類設計室 本社 〒532-0011 大阪府淀川区西中島4-3-2 類ビル 東京設計室 〒144-0052 東京都大田区蒲田5-38-3 蒲田朝日ビルディング 大阪設計室 〒532-0011 大阪府淀川区西中島4-3-2 類ビル	一級建築士 大田登録第363087号 設計 小熊 耕平	工事名称 生駒南中学校校舎等解体工事 図面名称 (東館) (現況撤去) 電灯コンセント設備 1~4階平面図 縮尺 A1: 1/100 A3: 1/200	図面NO. E-021
第1回						
第2回						
第3回						
第4回						