



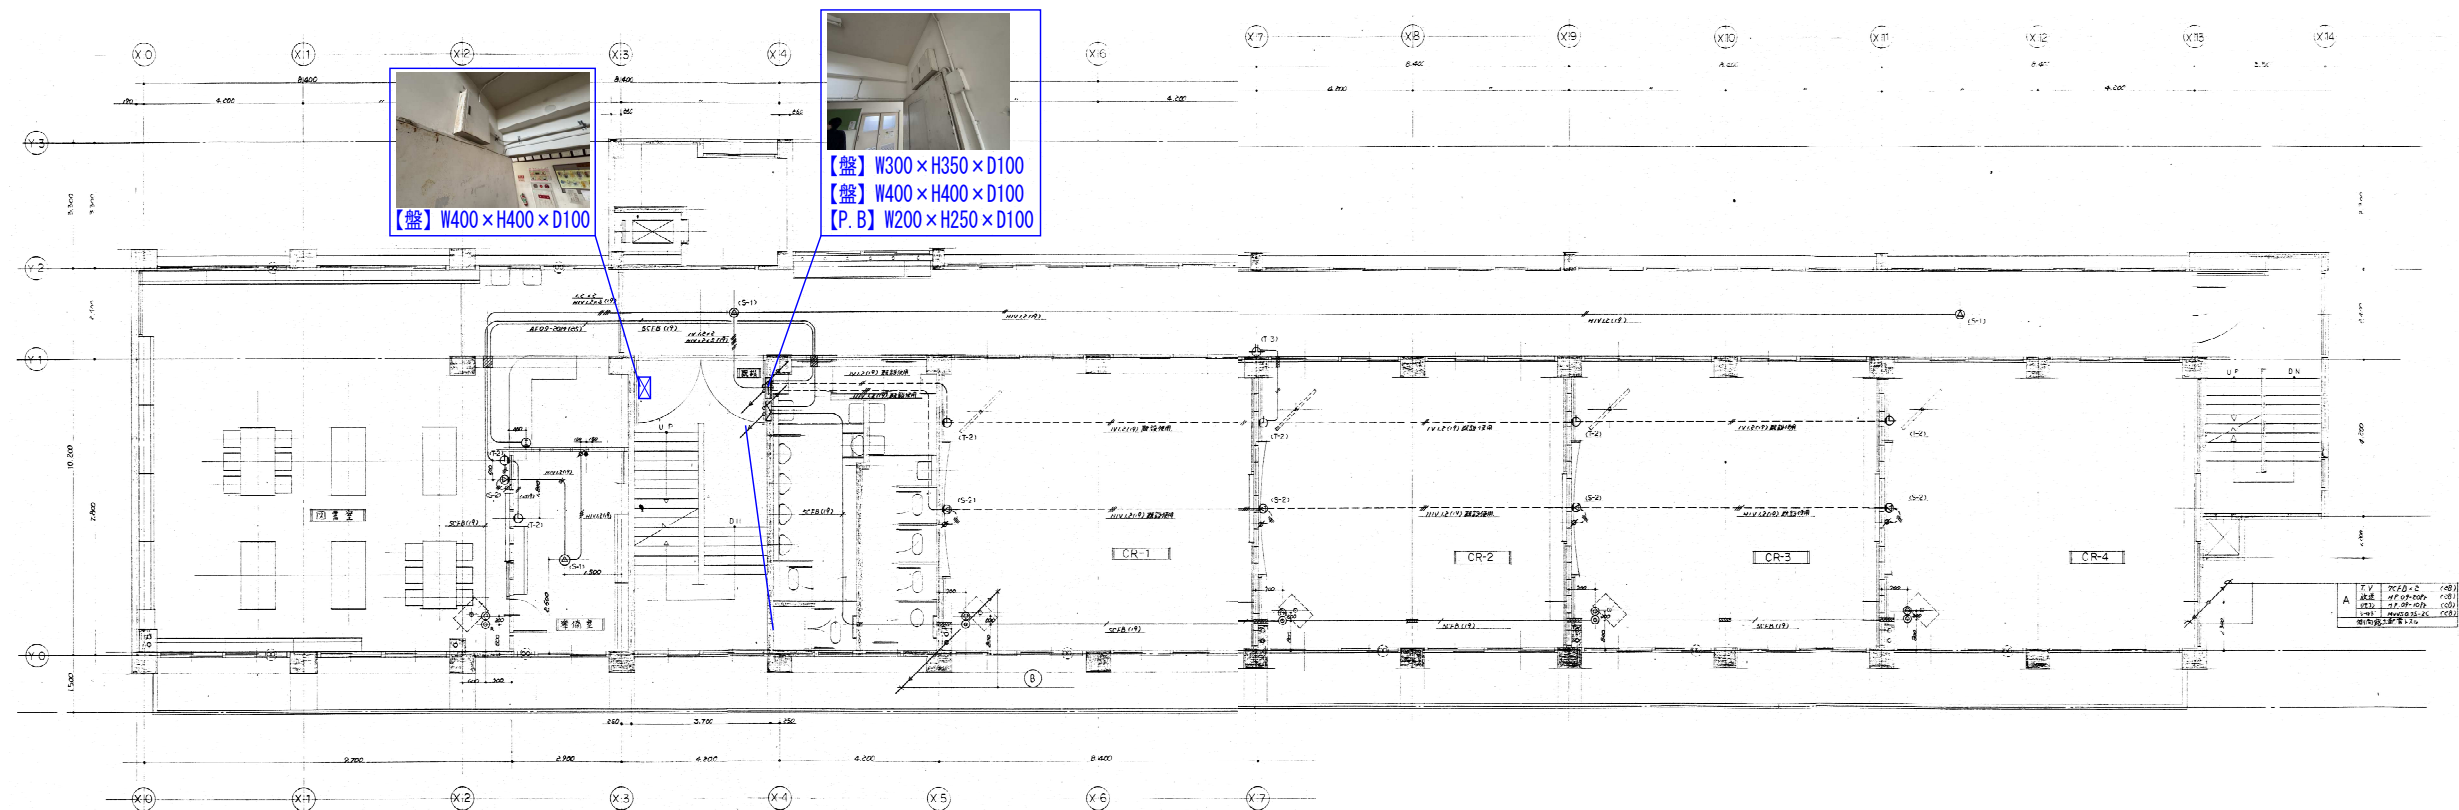

本館 3階平面図

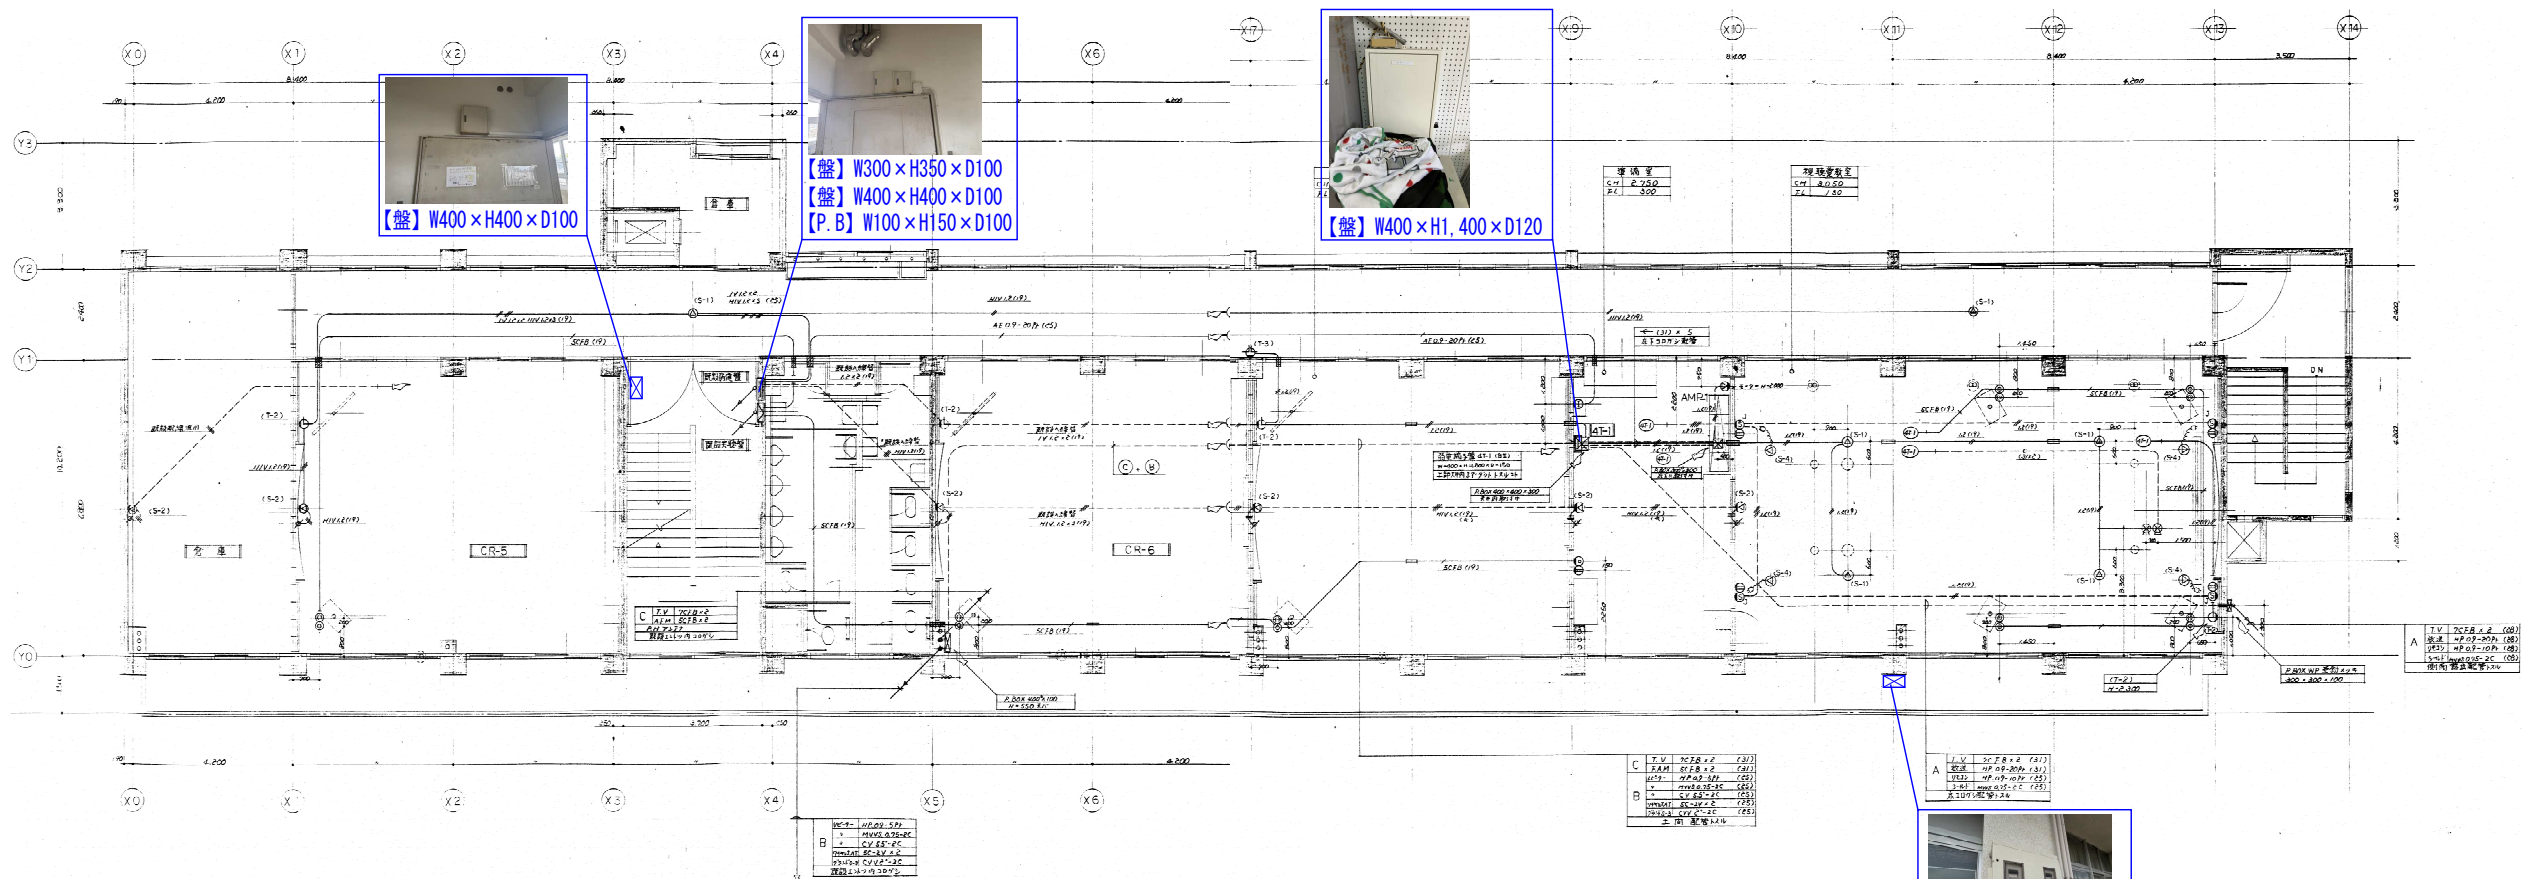

本館 4階平面図

|       |            |    |  |                                                                                                                                  |                                            |                                                                 |                           |             |
|-------|------------|----|--|----------------------------------------------------------------------------------------------------------------------------------|--------------------------------------------|-----------------------------------------------------------------|---------------------------|-------------|
| 作成年月日 |            | 備考 |  | 株式会社 類設計室<br>本社 〒532-0011 大阪府淀川区西中島4-3-2 類ビル<br>東京設計室 〒144-0052 東京都大田区蒲田5-3-8-3 蒲田朝日ビルディング<br>大阪設計室 〒532-0011 大阪府淀川区西中島4-3-2 類ビル | 一級建築士事務所<br>一級建築士 大臣登録第363087号<br>設計 小熊 耕平 | 工事名称 生駒南中学校校舎等解体工事<br>図面名称 (本館) (S46) (現況撤去) 幹線・動力・弱電設備 3・4階平面図 | 縮尺 A1: 1/100<br>A3: 1/200 | 図面NO. E-006 |
| 第1回   | 2026・05・29 |    |  |                                                                                                                                  |                                            |                                                                 |                           |             |
| 第2回   |            |    |  |                                                                                                                                  |                                            |                                                                 |                           |             |
| 第3回   |            |    |  |                                                                                                                                  |                                            |                                                                 |                           |             |
| 第4回   |            |    |  |                                                                                                                                  |                                            |                                                                 |                           |             |