



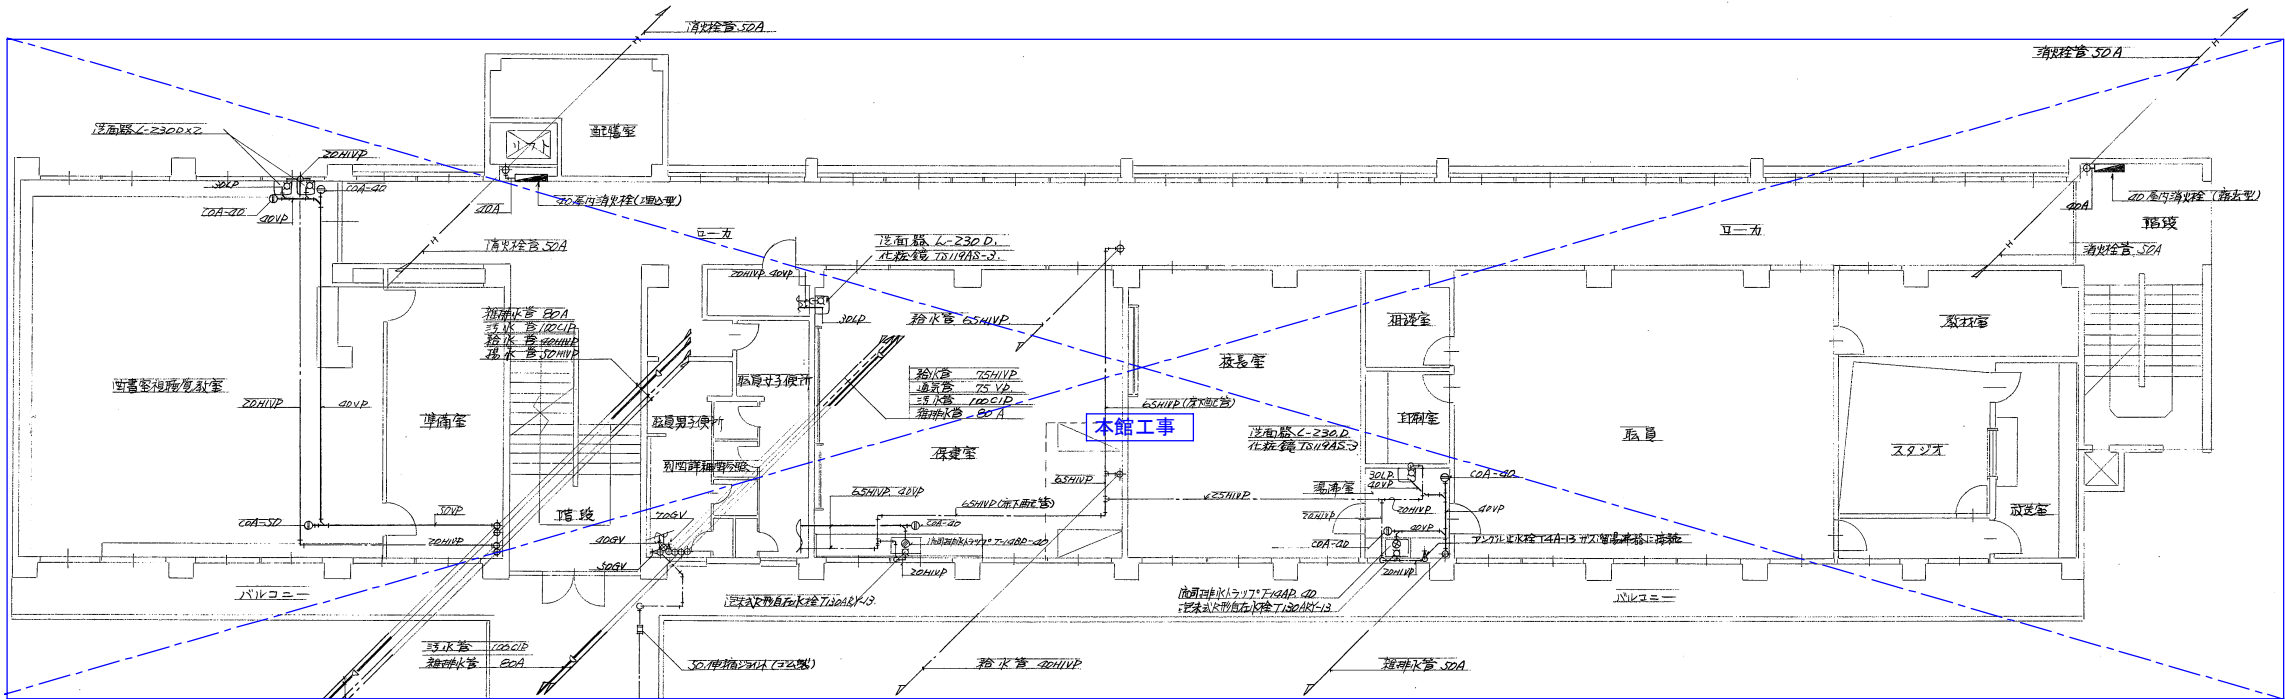

※M-013参照


※M-040
(2階料理実習室、準備室平面詳細図)参照

※M-041参照

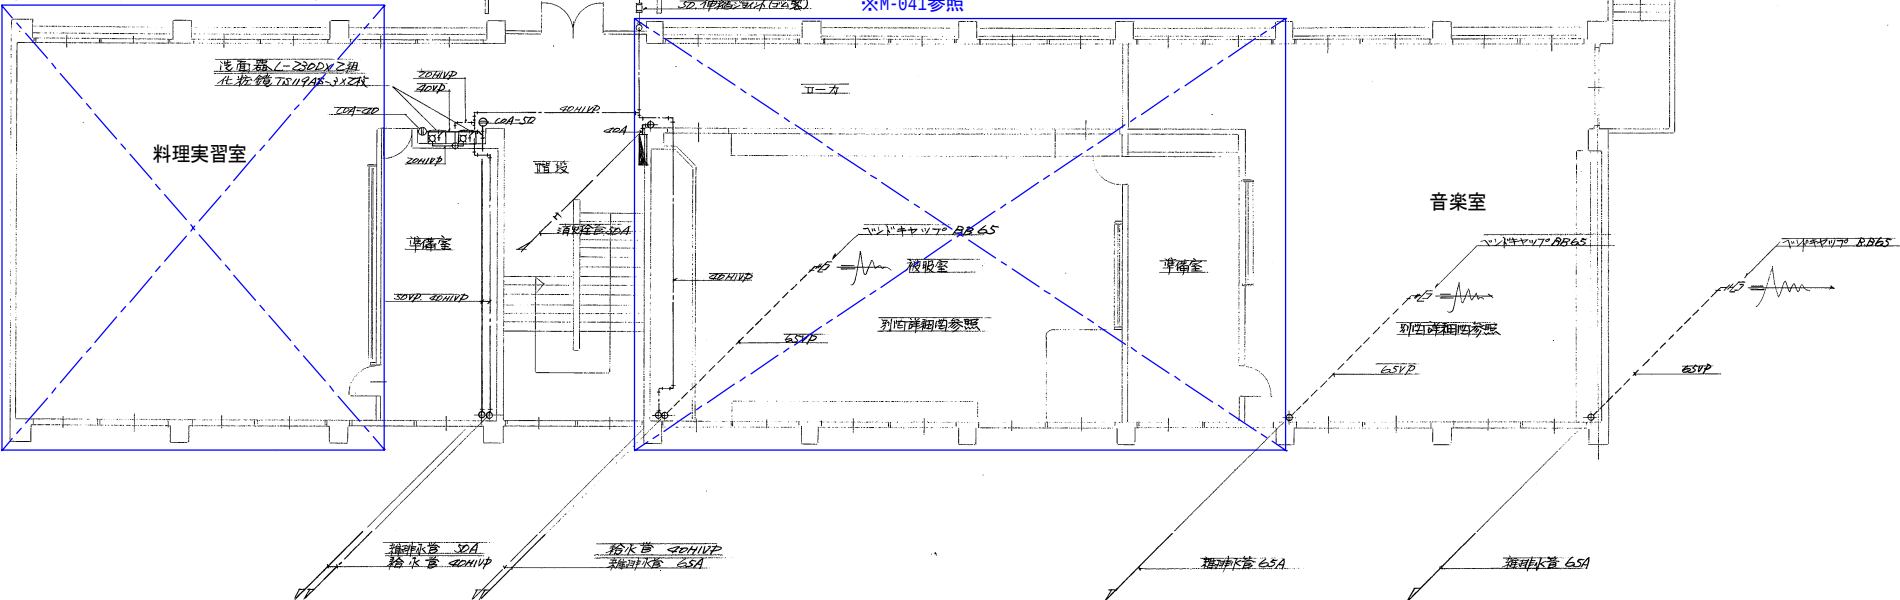

：別紙参照



作成年月日		備 考	種類設計室 一級建築士事務所 本社 〒532-0011 大阪市淀川区西中島4-3-2 類ビル 06・6305・2222 東京設計室 〒144-0052 東京都大田区蒲田5-3-8-3 蒲田朝日ビルディング 03・5713・1011 大阪設計室 〒532-0011 大阪市淀川区西中島4-3-2 類ビル 06・6305・6666	設計 一級建築士 大臣登録第363087号 小 熊 耕 平	担 当 土屋 範明 伊藤 あづみ 船留 祐希	工事名称 生駒南中学校校舎等解体工事		縮尺 A1: 1/100 A3: 1/200	図面NO. M-038
第 1 回	2026・05・29					図面名称 (南館)(現況撤去)衛生・消火設備 2階平面図			
第 2 回									
第 3 回									
第 4 回									

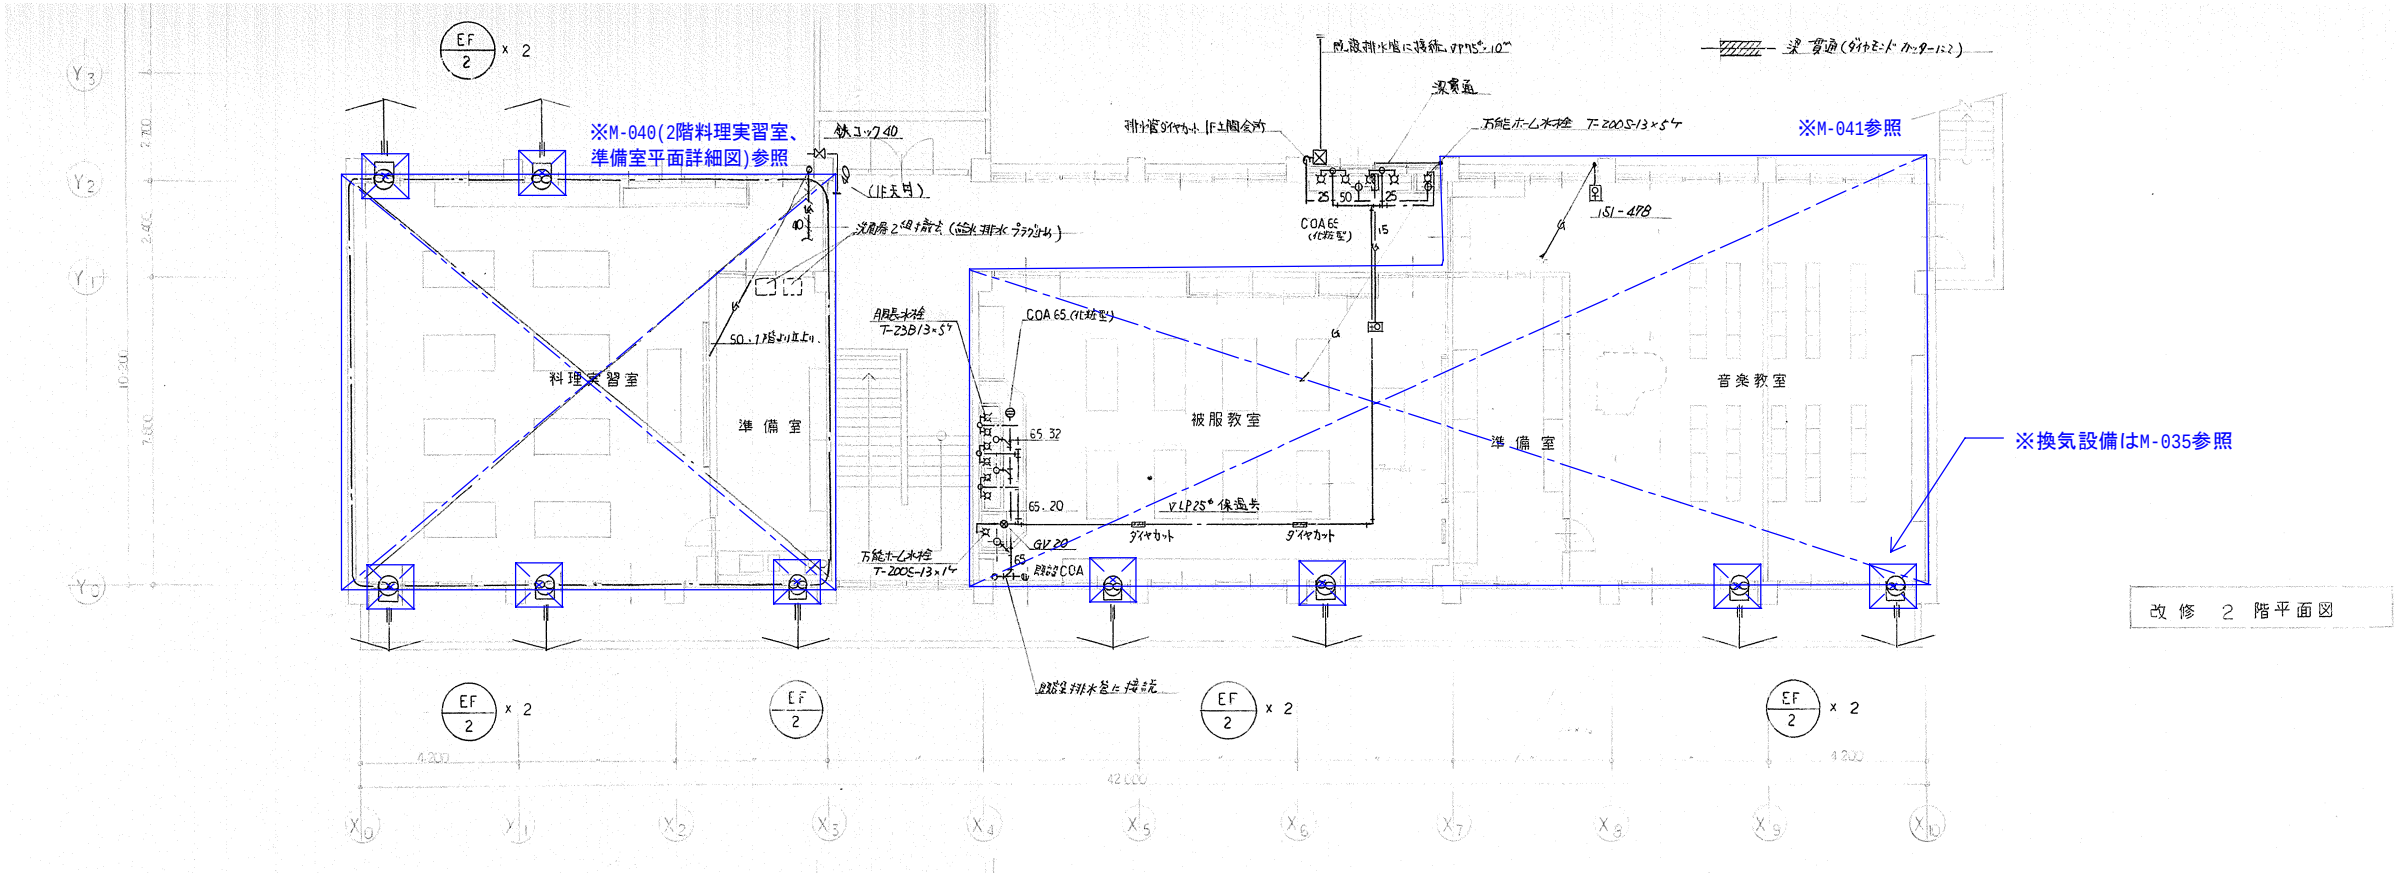


改修2階平面図



別紙参照

作成年月日 備考			種類設計室 一級建築士事務所 本社 〒532-0011 大阪市淀川区西中島4-3-2 類ビル 東京設計室 〒144-0052 東京都大田区蒲田5-3-3 蒲田朝日ビルディング 大阪設計室 〒532-0011 大阪市淀川区西中島4-3-2 類ビル	設計 一級建築士 大臣登録第363087号 小瓶 耕平			担当 土屋 範明 伊藤 あづみ 船留 祐希	工事名称 生駒南中学校校舎等解体工事	縮尺 A1: 1/100 A3: 1/200	図面NO. M-039
第1回	2026.05.29							図面名称 (南館)(現況撤去)衛生設備 2階平面詳細図		
第2回										
第3回										
第4回										

 
 


	作成年月日	備 考	発類設計室 一級建築士事務所 本社 〒 532-0011 大阪市淀川区西中島 4-3-2 類ビル 06・6395・2222 東京設計室 〒 144-0052 東京都大田区蒲田 5-3-8-3 蒲田朝日ビルディング 03・5713・1011 大阪設計室 〒 532-0011 大阪市淀川区西中島 4-3-2 類ビル 06・6395・6666	設計 一級建築士 大臣登録第363087号 小熊 耕平	担当 土屋 範明 伊藤 あづみ 船留 祐希	工事名称	生駒南中学校校舎等解体工事	図面NO.	
第 1 回	2026. 05. 29					図面名称	(南館) (現況撤去)衛生設備 美術室・料理実習室詳細図		縮尺 A1: 1/50 A3: 1/100
第 2 回									
第 3 回									
第 4 回									

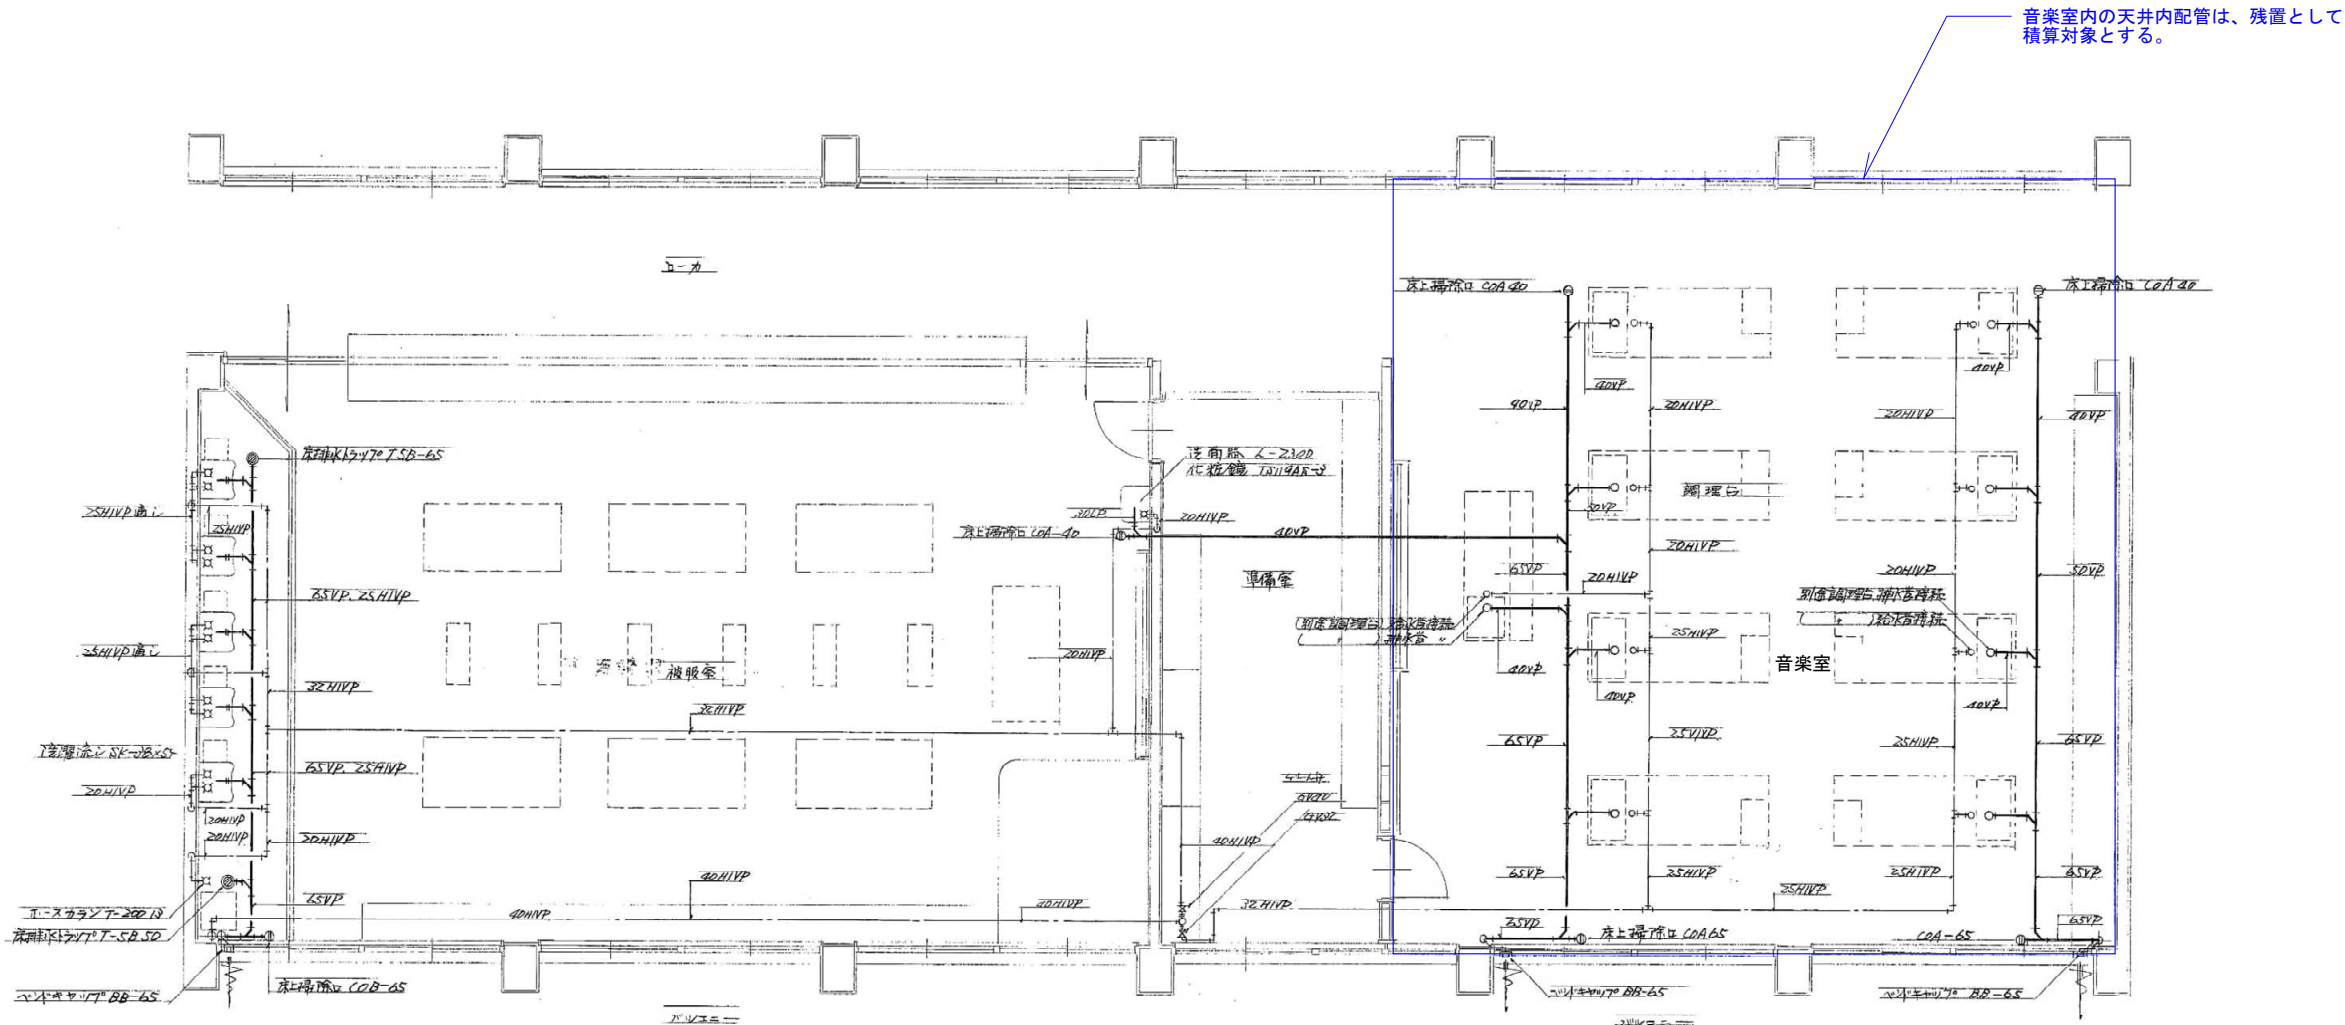

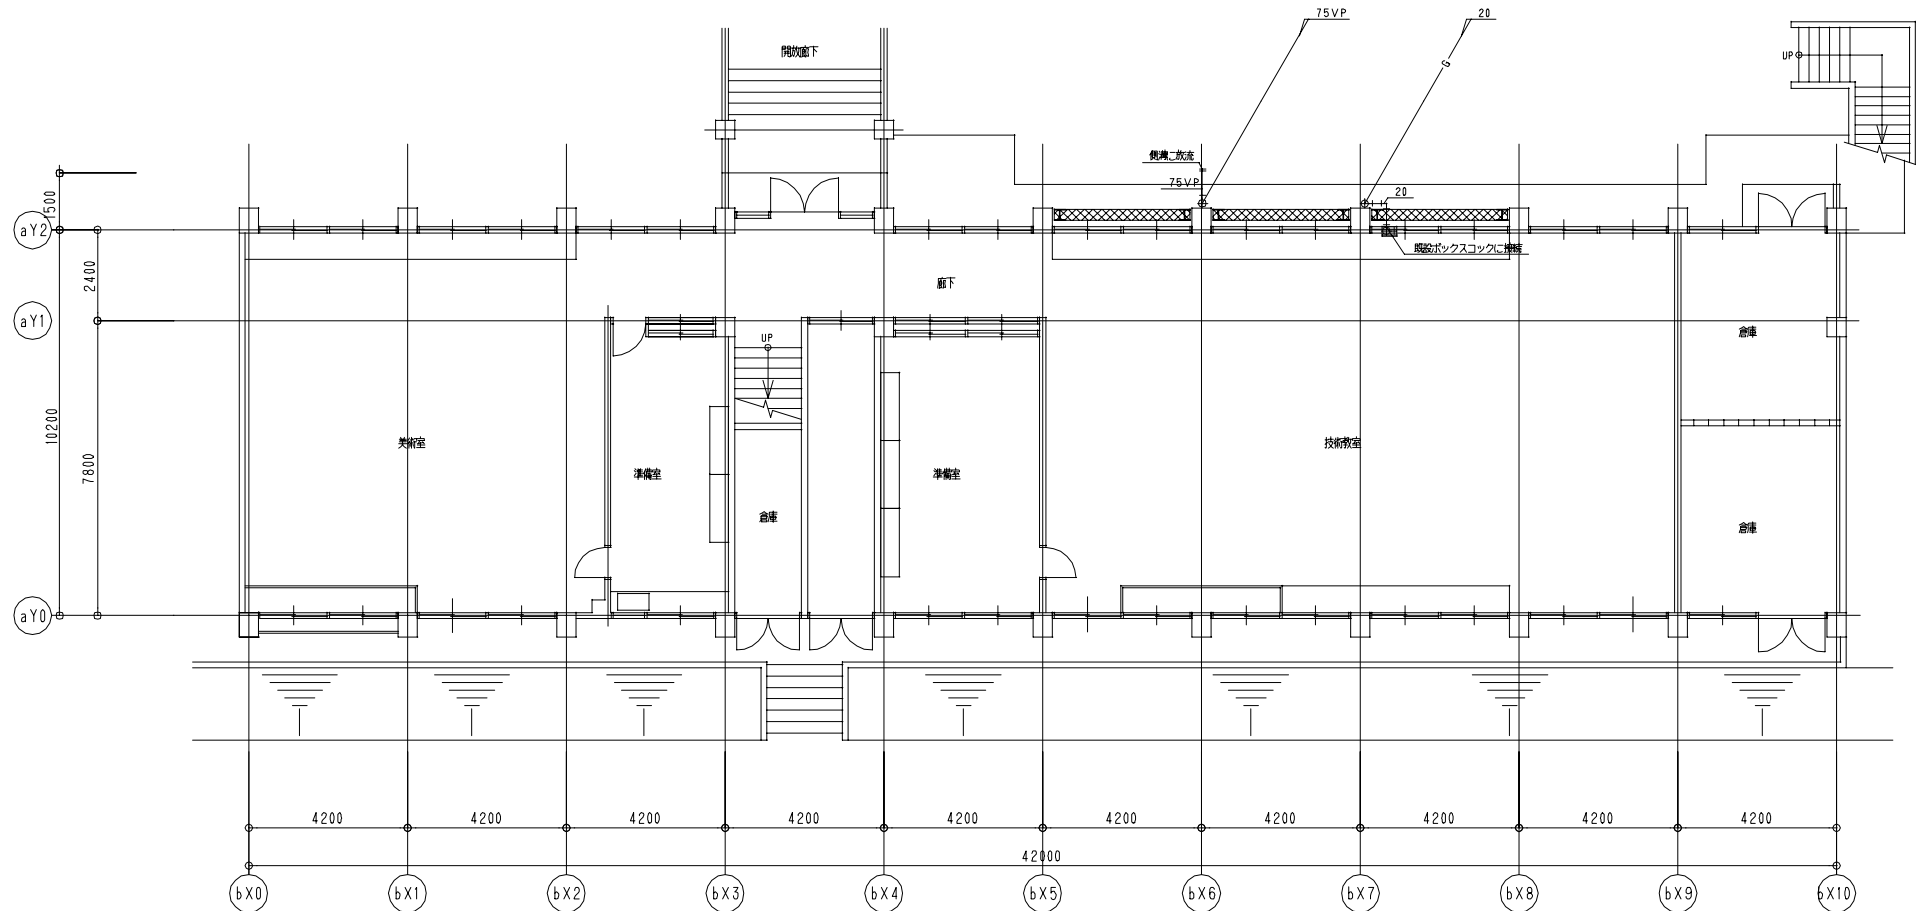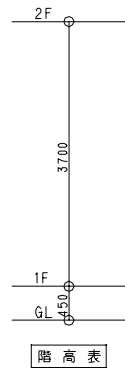

1 階平面図

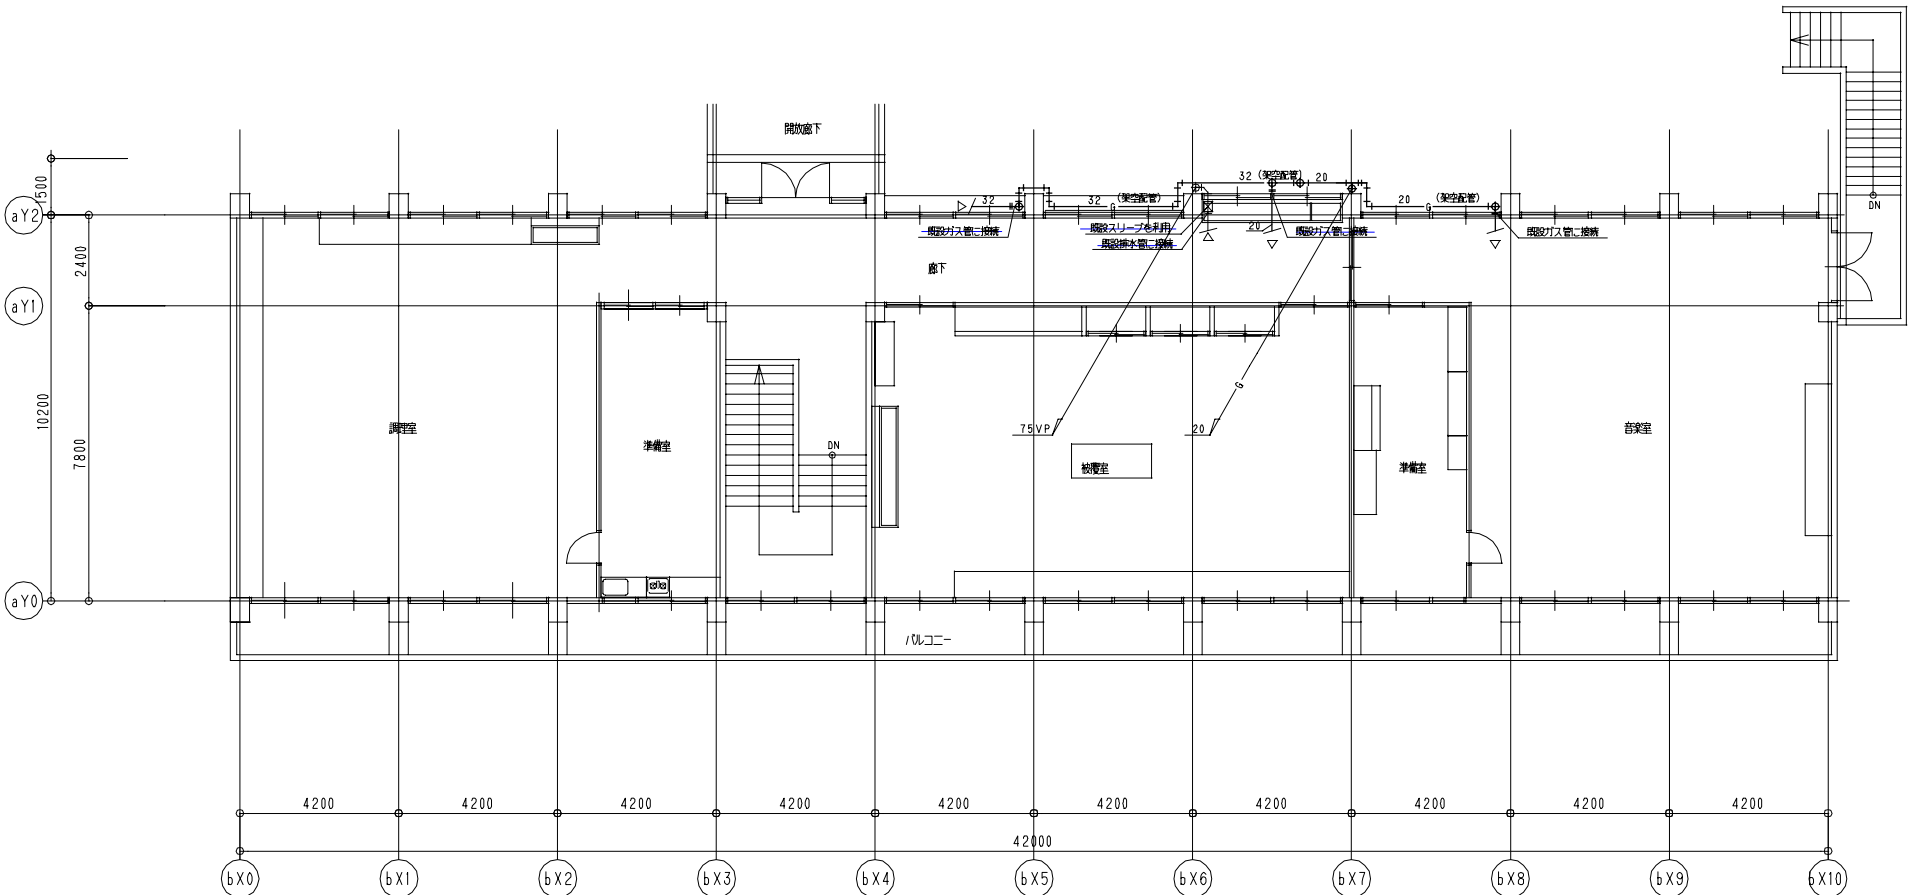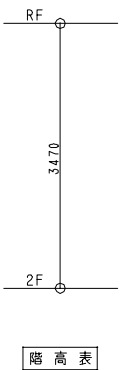

2 階平面図

注記：二次配管工事を行うこと。


作成年月日		備 考	株式会社 類設計室 一級建築士事務所 本社 〒532-0811 大阪市淀川区西中島4-3-2 類ビル 東京設計室 〒144-0852 東京都大田区蒲田5-3-8-3 蒲田朝日ビルディング 大阪設計室 〒532-0811 大阪市淀川区西中島4-3-2 類ビル	設計 一級建築士 大臣登録第363987号 小熊 耕平			担当 土屋 範明 伊藤 あづみ 船留 祐希	工事名称	生駒南中学校校舎等解体工事	図面名称	(南館)(現況撤去)ガス設備 1.2階平面図	縮尺 A1: 1/100 A3: 1/200	図面NO. M-042
第 1 回	2026.05.29												
第 2 回													
第 3 回													
第 4 回													

※大便器仕様はM-047を参照


 : 別紙参照

註 器具は東側に設置。排水金物及び灯処理タンクは排水
槽の右側に設置。

	作成年月日	備 考	設計類設計室 一級建築士事務所 本社 社 址 532-0011 大阪市淀川区西中島4-3-2 類ビル 06・6305・2222 東京設計室 社 址 144-0052 東京都大田区蒲田5-3-8-3 蒲田朝日ビルディング 03・5713・1011 大阪設計室 社 址 532-0011 大阪市淀川区西中島4-3-2 類ビル 06・6305・6666	設計 一級建築士 大臣登録第363087号 小熊 耕平		担当	土屋 範明	工事名称	生駒南中学校校舎等解体工事	図面NO.		
第 1 回	2026・05・29						伊藤 あづみ	図面名称	(東館)(現況撤去)衛生設備 器具表(1.2階)		縮尺 A1:- A3:-	M-044
第 2 回							船留 祐希					
第 3 回												
第 4 回												

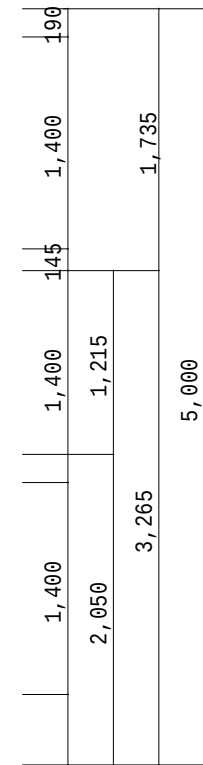


器具名	型番	付属品	合計	3階		4階		備考
				女子トイレ	男子トイレ	女子トイレ	男子トイレ	
洋風大便器	CFS494MCHNS	TV565CP(フロッグハブ® Ⅱ)、TCF116(暖房便座) HP4307(床排水フラッシュ)、T56PH(ハイズ® Ⅱ)、YH702(棚付二連紙巻器)	2	1	1			和洋リフト® Ⅱ工法
洋風大便器	CS597BMCS	TV565CP(フロッグハブ® Ⅱ)、TCF116(暖房便座) HP4307(床排水フラッシュ)、YH702(棚付二連紙巻器)	5			4	1	和洋リフト® Ⅱ工法
擬音装置	YES400DR	乾電池417	5	1		4		
自動水栓	TEL24DPRA	乾電池417	8	2	2	2	2	

 


露出給水管 SUS304
(保温無 ねじ接合)


作成年月日		備 考		設計室 一級建築士事務所 本社 社 532-0811 大阪市淀川区西中島4-3-2 類ビル 06-6306-2222 東京設計室 社 144-0952 東京都大田区蒲田5-3-8-3 蒲田朝日ビルディング 03-5713-1811 大阪設計室 社 532-0811 大阪市淀川区西中島4-3-2 類ビル 06-6306-6666	設計 一級建築士 大臣登録第363987号 小熊 耕平	担当 土屋 範明 伊藤 あづみ 船留 祐希	工事名称	生駒南中学校校舎等解体工事	図面NO. M-045
第 1 回	2026・05・29		図面名称				(東館)(現況撤去)衛生設備 器具表(3.4階)/便所廻り詳細図		
第 2 回									
第 3 回									
第 4 回									

宝粒皮アスコン t=5cm
粗面砕石 t=30cm
現場養生土留工

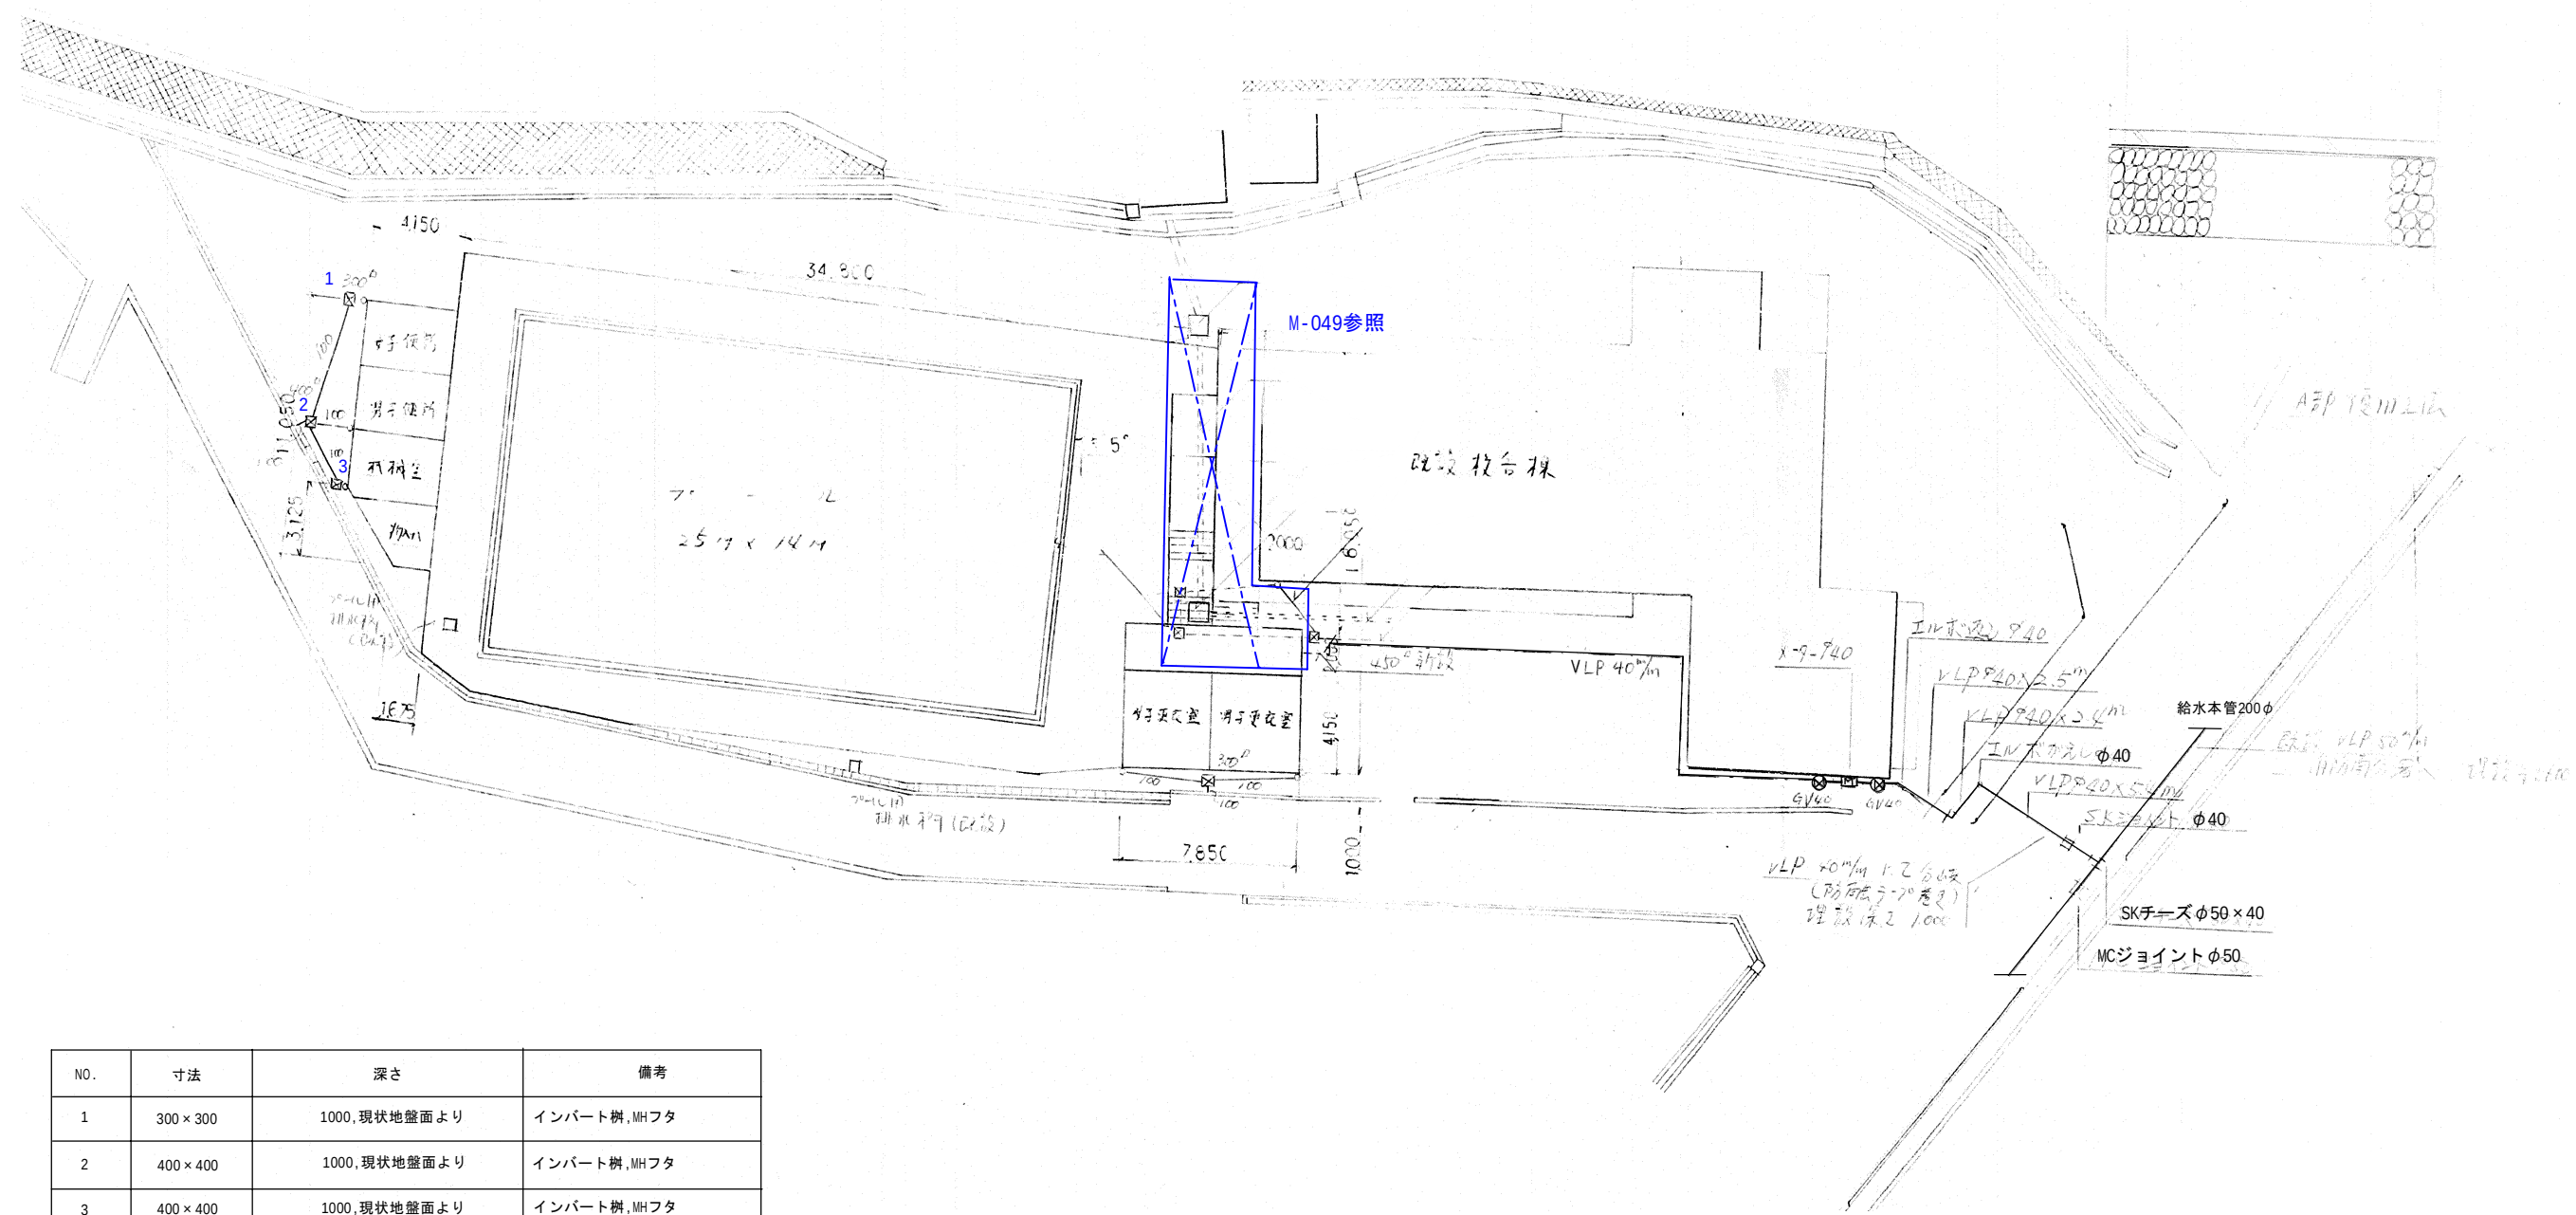



NO.	寸法	深さ	備考
1	300 × 300	1000, 現状地盤面より	インバート樹, MHフタ
2	400 × 400	1000, 現状地盤面より	インバート樹, MHフタ
3	400 × 400	1000, 現状地盤面より	インバート樹, MHフタ

  : 別紙参照

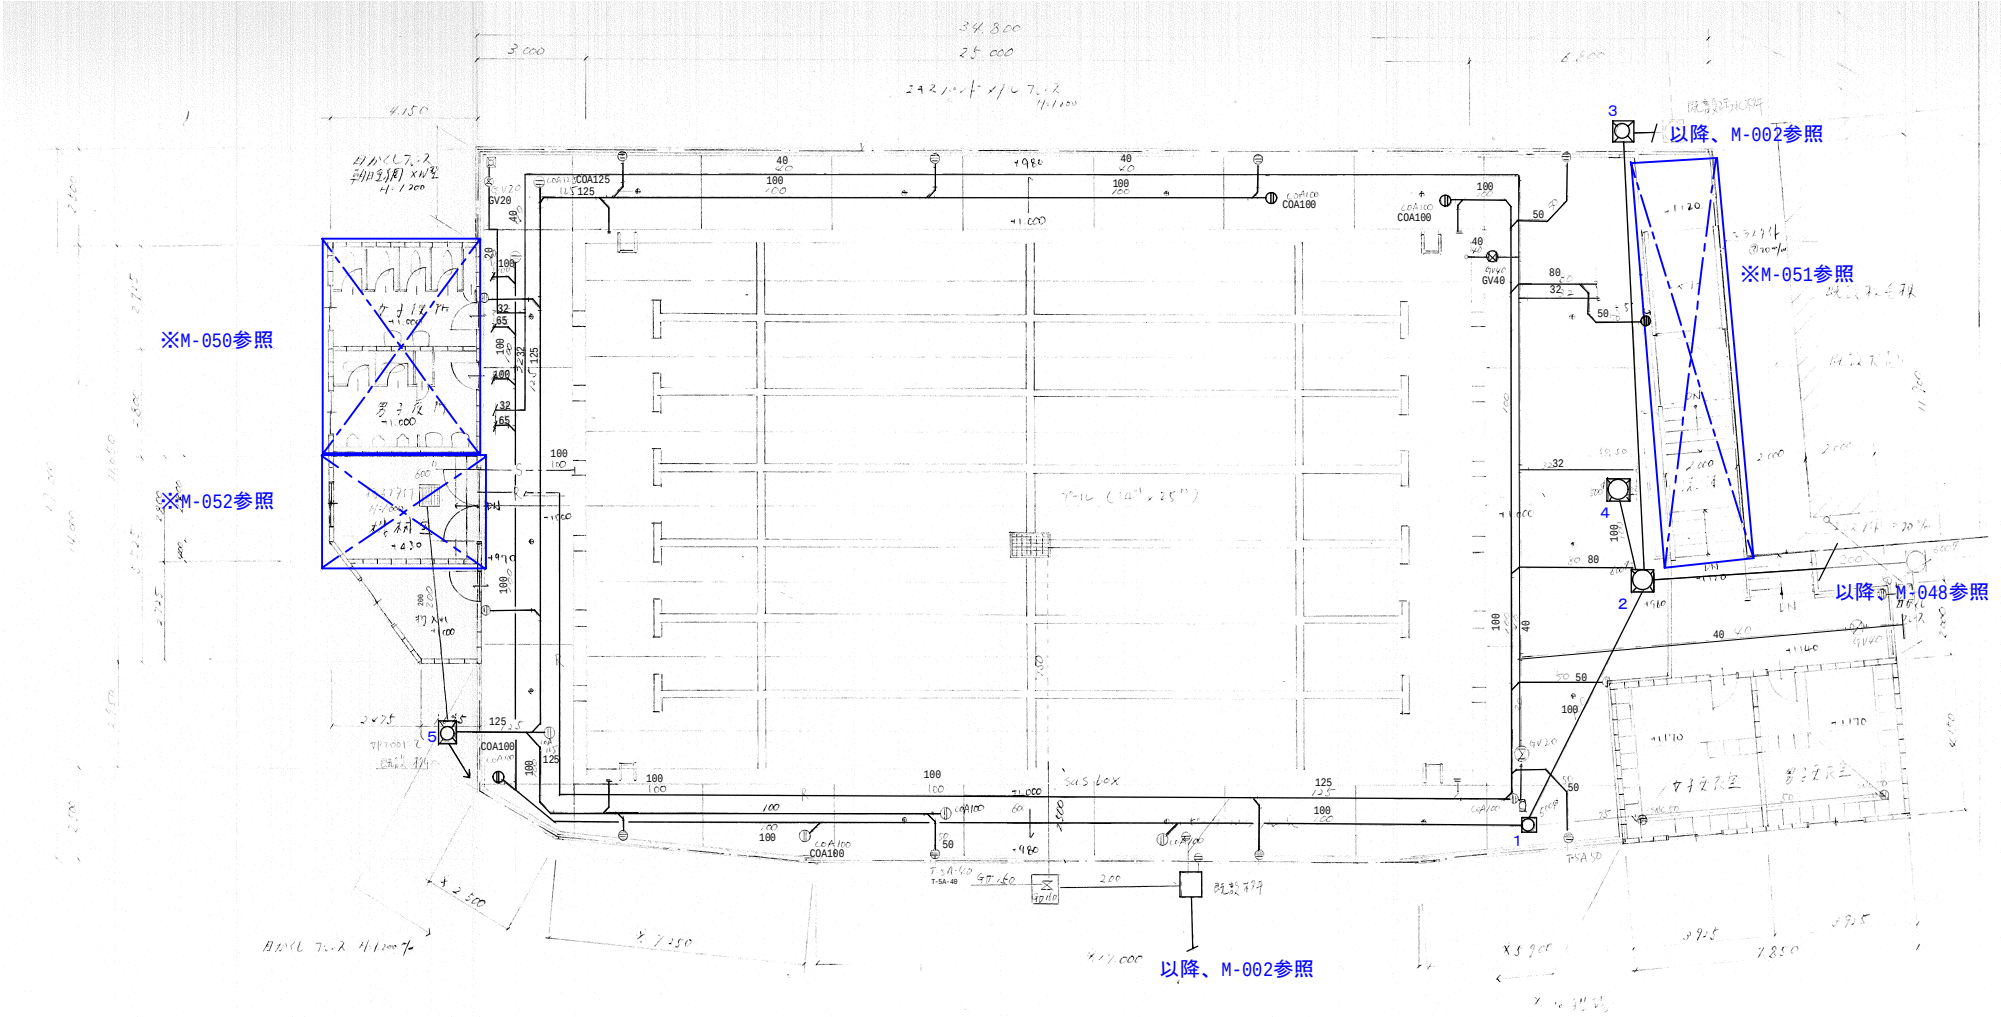


NO.	寸法	深さ	備考
1	500φ	900, 土間コン天より	インパート樹, MHフタ
2	600φ	1500, 土間コン天より	インパート樹, MHフタ
3	600φ	1000, 現状地盤面より	インパート樹, MHフタ
4	500φ	1200, 土間コン天より	溜樹, MHフタ
5	600φ	700, 現状地盤面より	インパート樹, コンクリートブタ

 
 :別紙参照

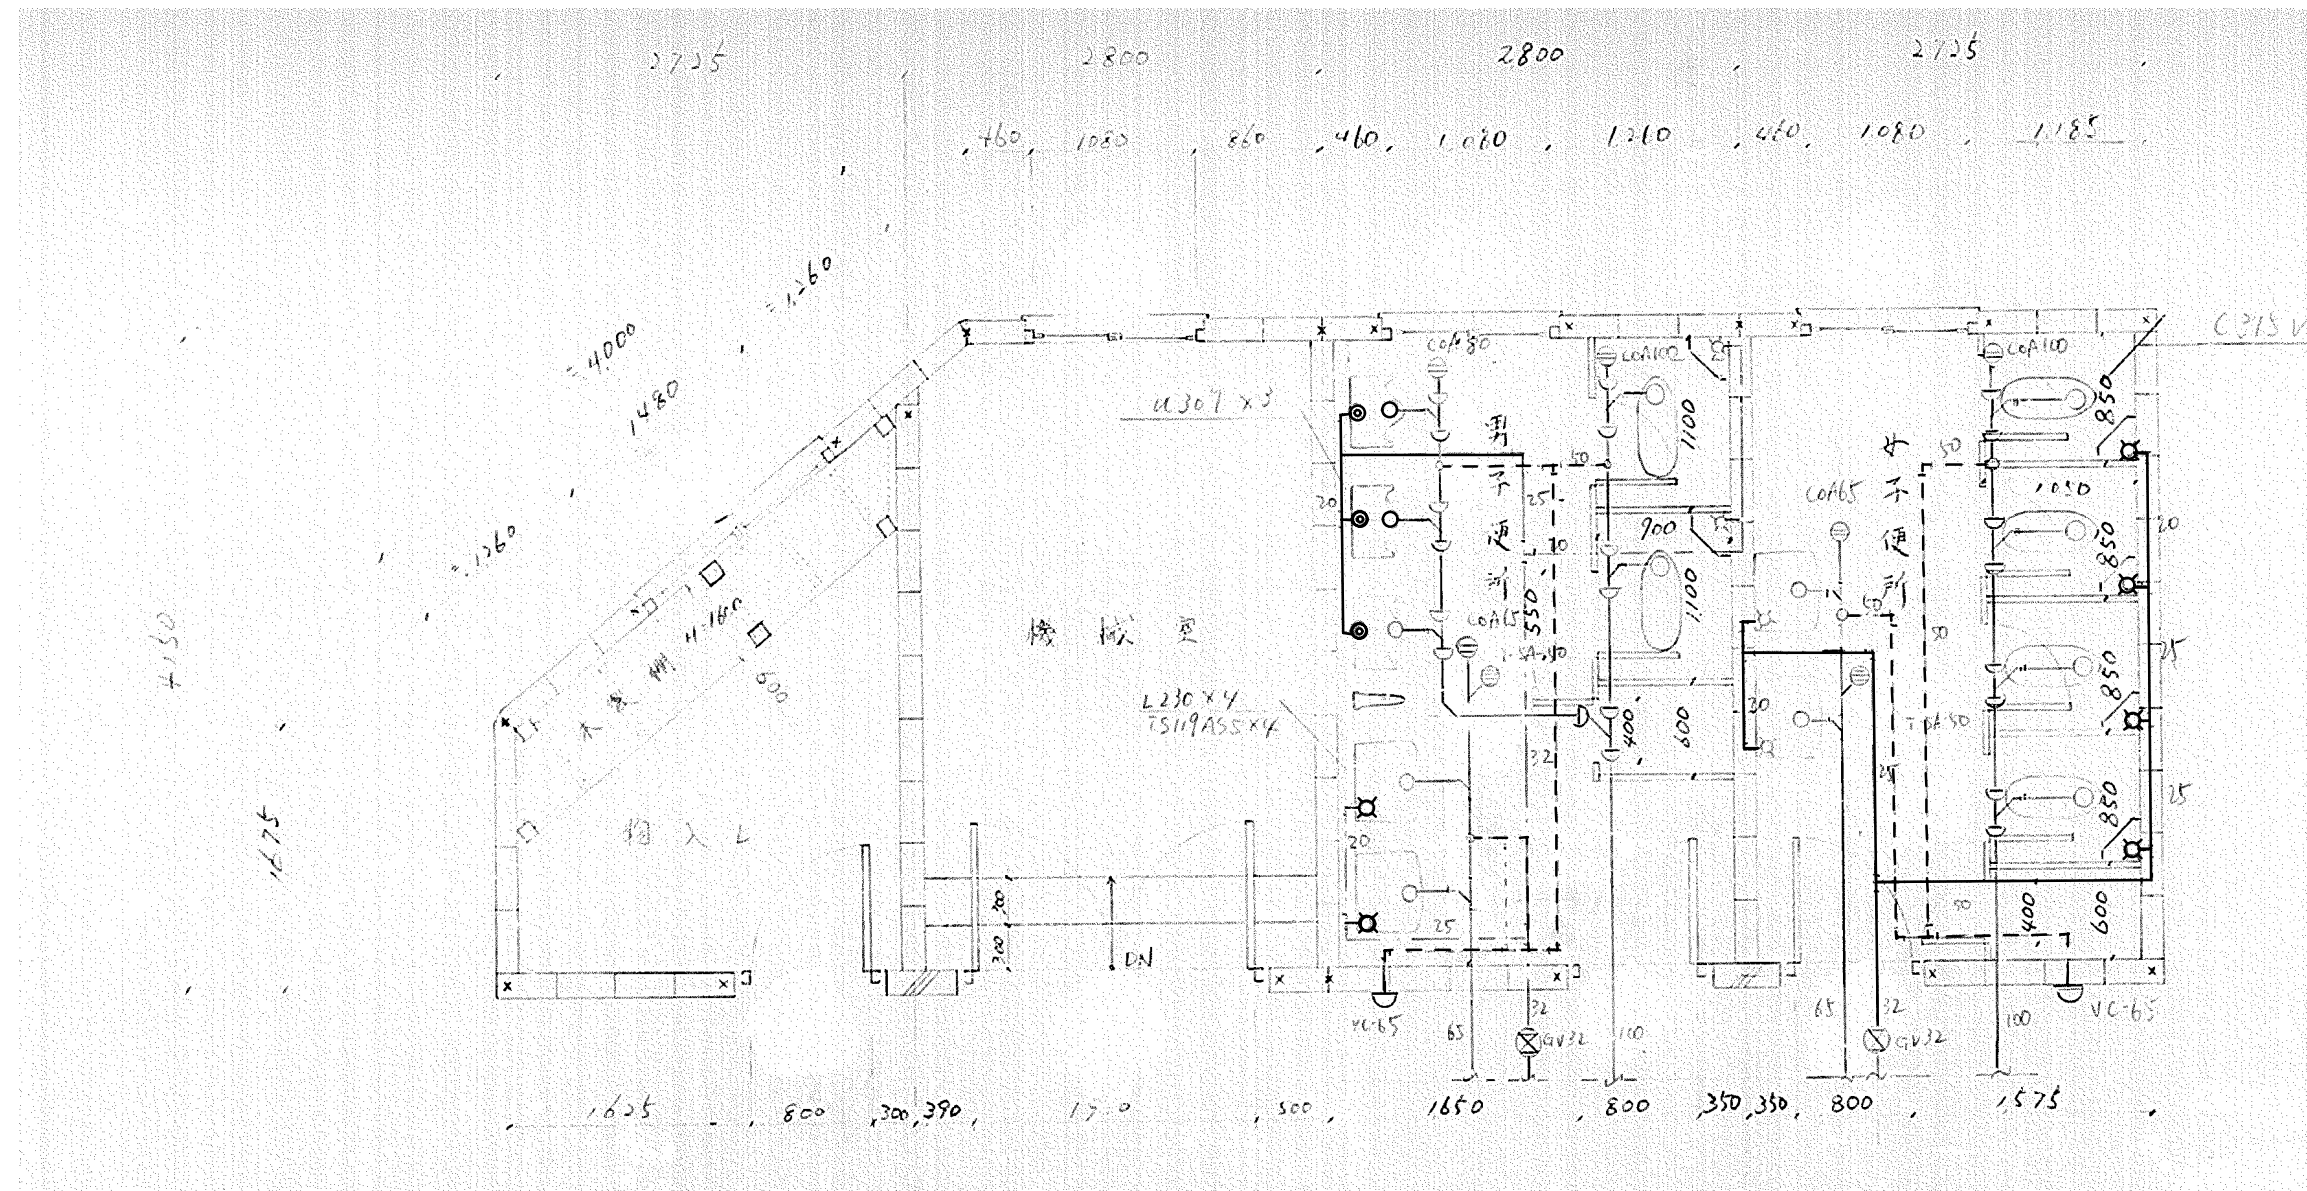

	作成年月日	備 考	疑類設計室 一級建築士事務所 本社 〒532-0611 大阪市淀川区西中島4-3-2 類ビル 06・6305・2222 東京設計室 〒144-0652 東京都大田区蒲田5-3-8-3 蒲田朝日ビルディング 03・5713・1011 大阪設計室 〒532-0611 大阪市淀川区西中島4-3-2 類ビル 06・6305・6666	設計 一級建築士 大臣登録第363087号 小 熊 耕 平		担当	土屋 範明	工事名称	生駒南中学校校舎等解体工事	図面NO.		
第 1 回	2026.05.29						伊藤 あづみ	図面名称	(プール)(現況撤去)衛生設備 便所詳細図		縮尺 A1: 1/25 A3: 1/50	M-050
第 2 回												
第 3 回												
第 4 回												

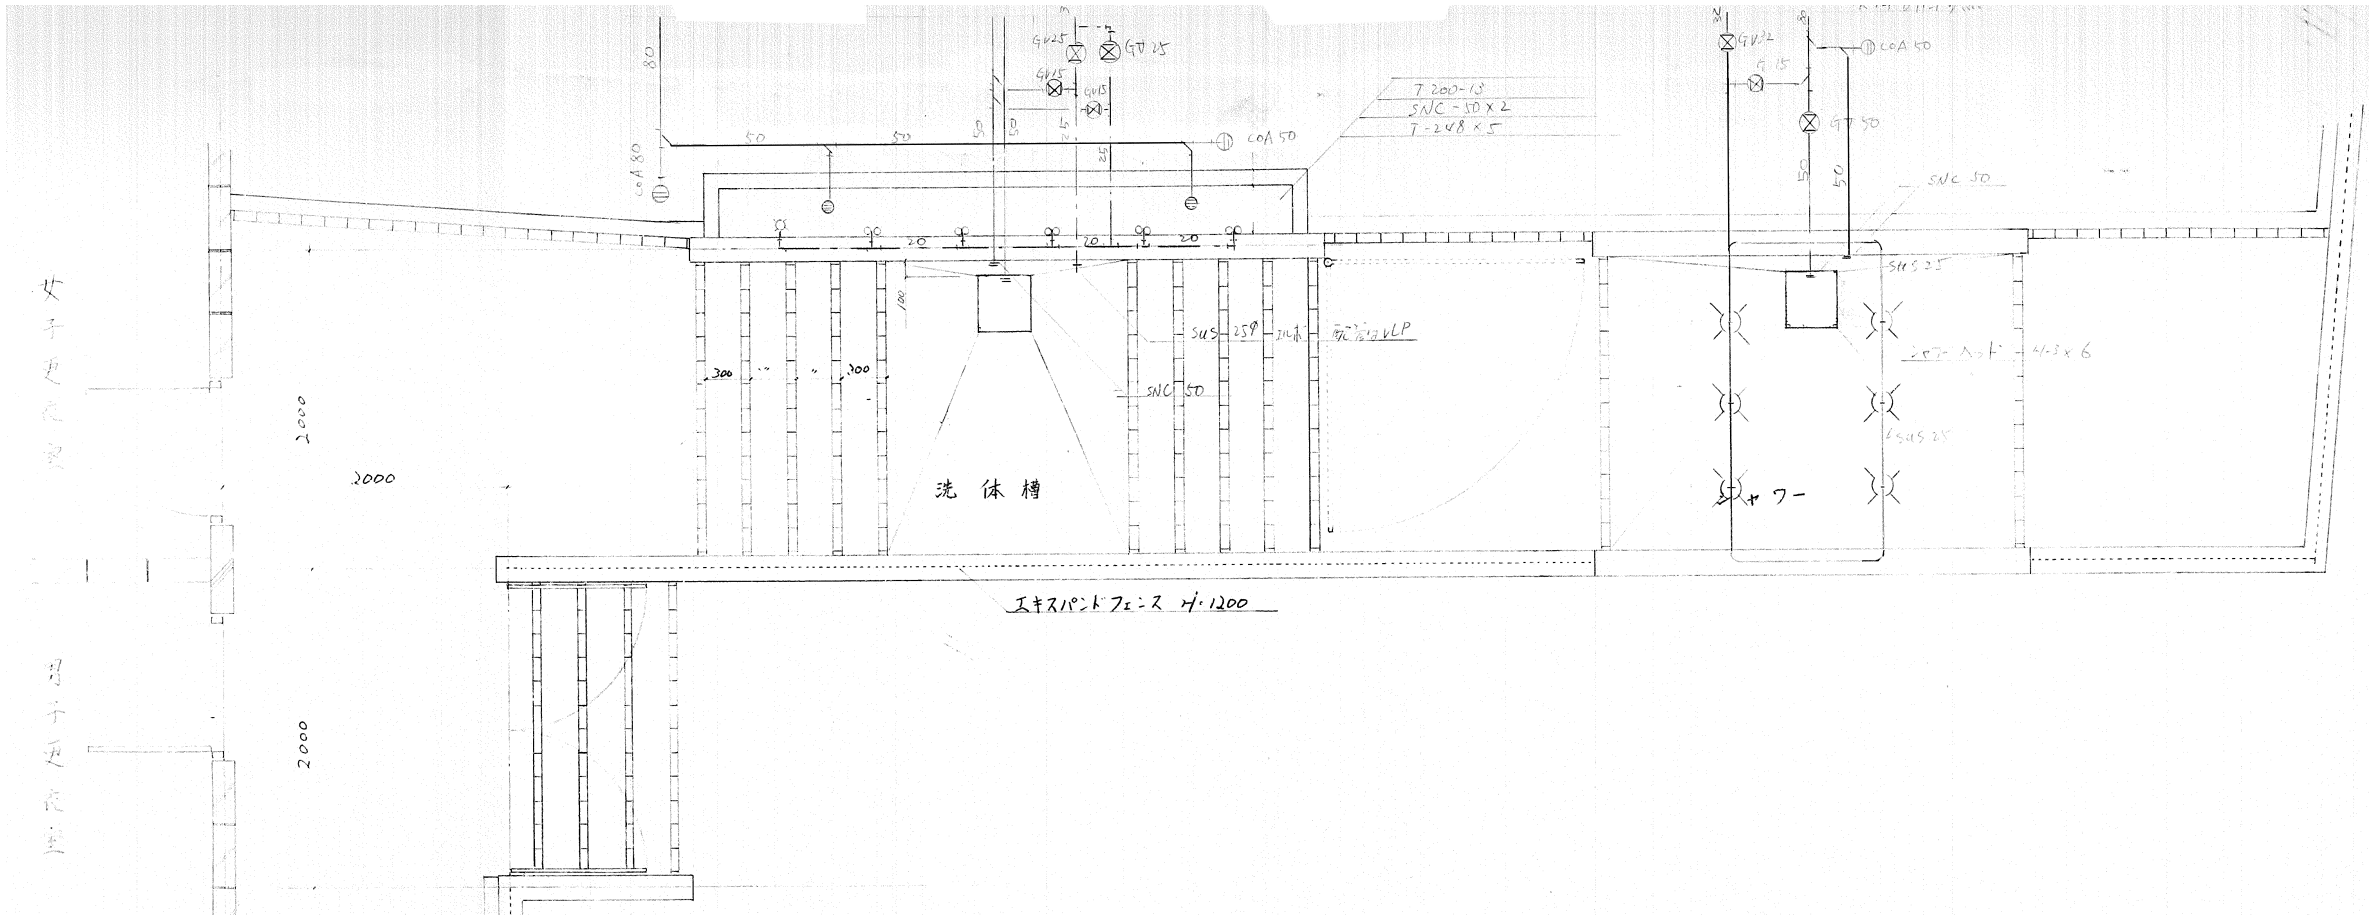

作成年月日		備 考		種類設計室 一級建築士事務所 本社 〒532-0011 大阪市淀川区西中島4-3-2 類ビル 06・6305・2222 東京設計室 〒144-0052 東京都大田区蒲田5-3-3 蒲田朝日ビルディング 03・5713・1011 大阪設計室 〒532-0011 大阪市淀川区西中島4-3-2 類ビル 06・6305・6666	設計 一級建築士 大臣登録第363087号 小熊 耕平			担当 土屋 範明 伊藤 あづみ 船留 祐希	工事名称	生駒南中学校校舎等解体工事		図面NO. M-051
第 1 回	2026 ・ 05 ・ 29								図面名称	(プール)(現況撤去)衛生設備 シャワー・洗体槽廻り詳細図 縮尺 A1: 1/25 A3: 1/50		
第 2 回												
第 3 回												
第 4 回												

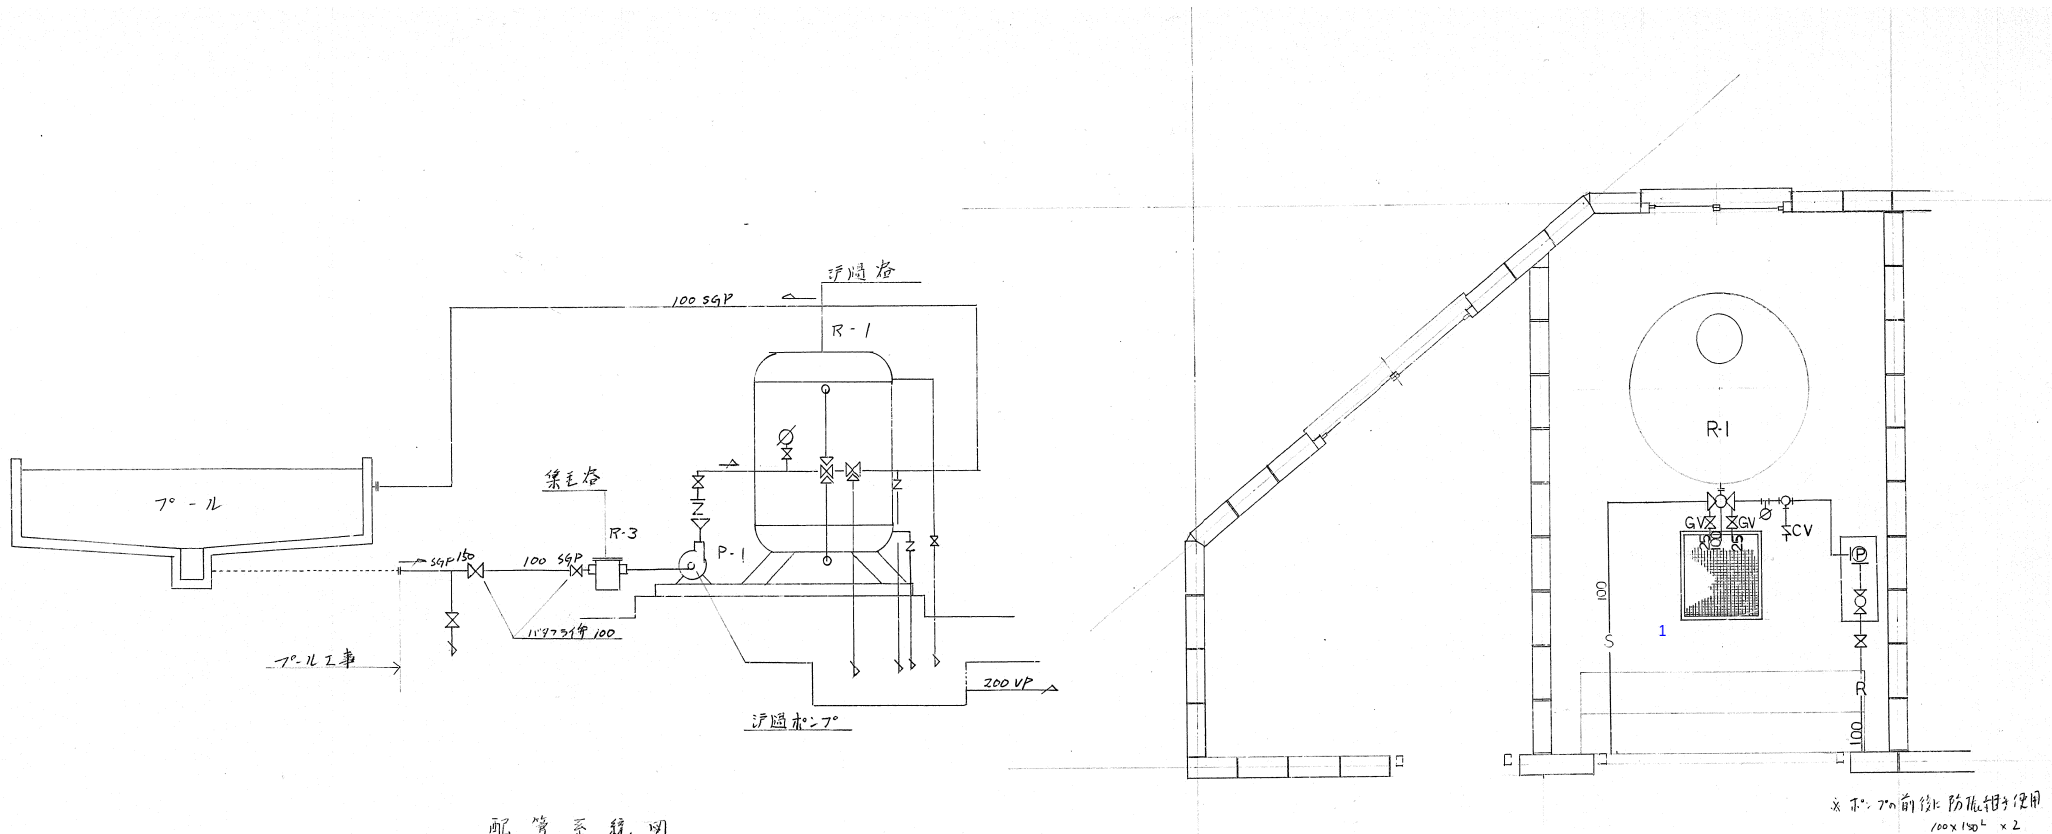


配管系統図

機台明細表


名称	仕様	数	備考	重量
浮遊槽	形式 1400φ x 1800 ^H	1	70 ^m /h	3,000kg
浮遊槽に付	80 ^A x 65 ^A x 70 ^m /h x 7.5 ^{kW}	1	防滴型	200kg
集塵缶	FC10 ^A 100 ^A スクリン FC/SPS	1	10 x 12 ^{mm}	200kg
主分弁	FC5 ^A 100 ^A	1		
バクフライ弁	FC 100 ^A	1		
バクフライ弁	FC/ABR 100 ^A 弁体FC12	1		
逆止弁	FC10 ^A 100 ^A	1	パイパス付	
圧力計	75φ x 10 ^A 0~4 ^{Kg} /cm ²	1		
面前配管	JIS3 x 52 滑槽加工	1式	op 塗装	

※コンクリート基礎工事は建築工事とする。


NO.	寸法	深さ	備考
1	600 x 600	1000,土間コン天より	インバート樹,MHフタ

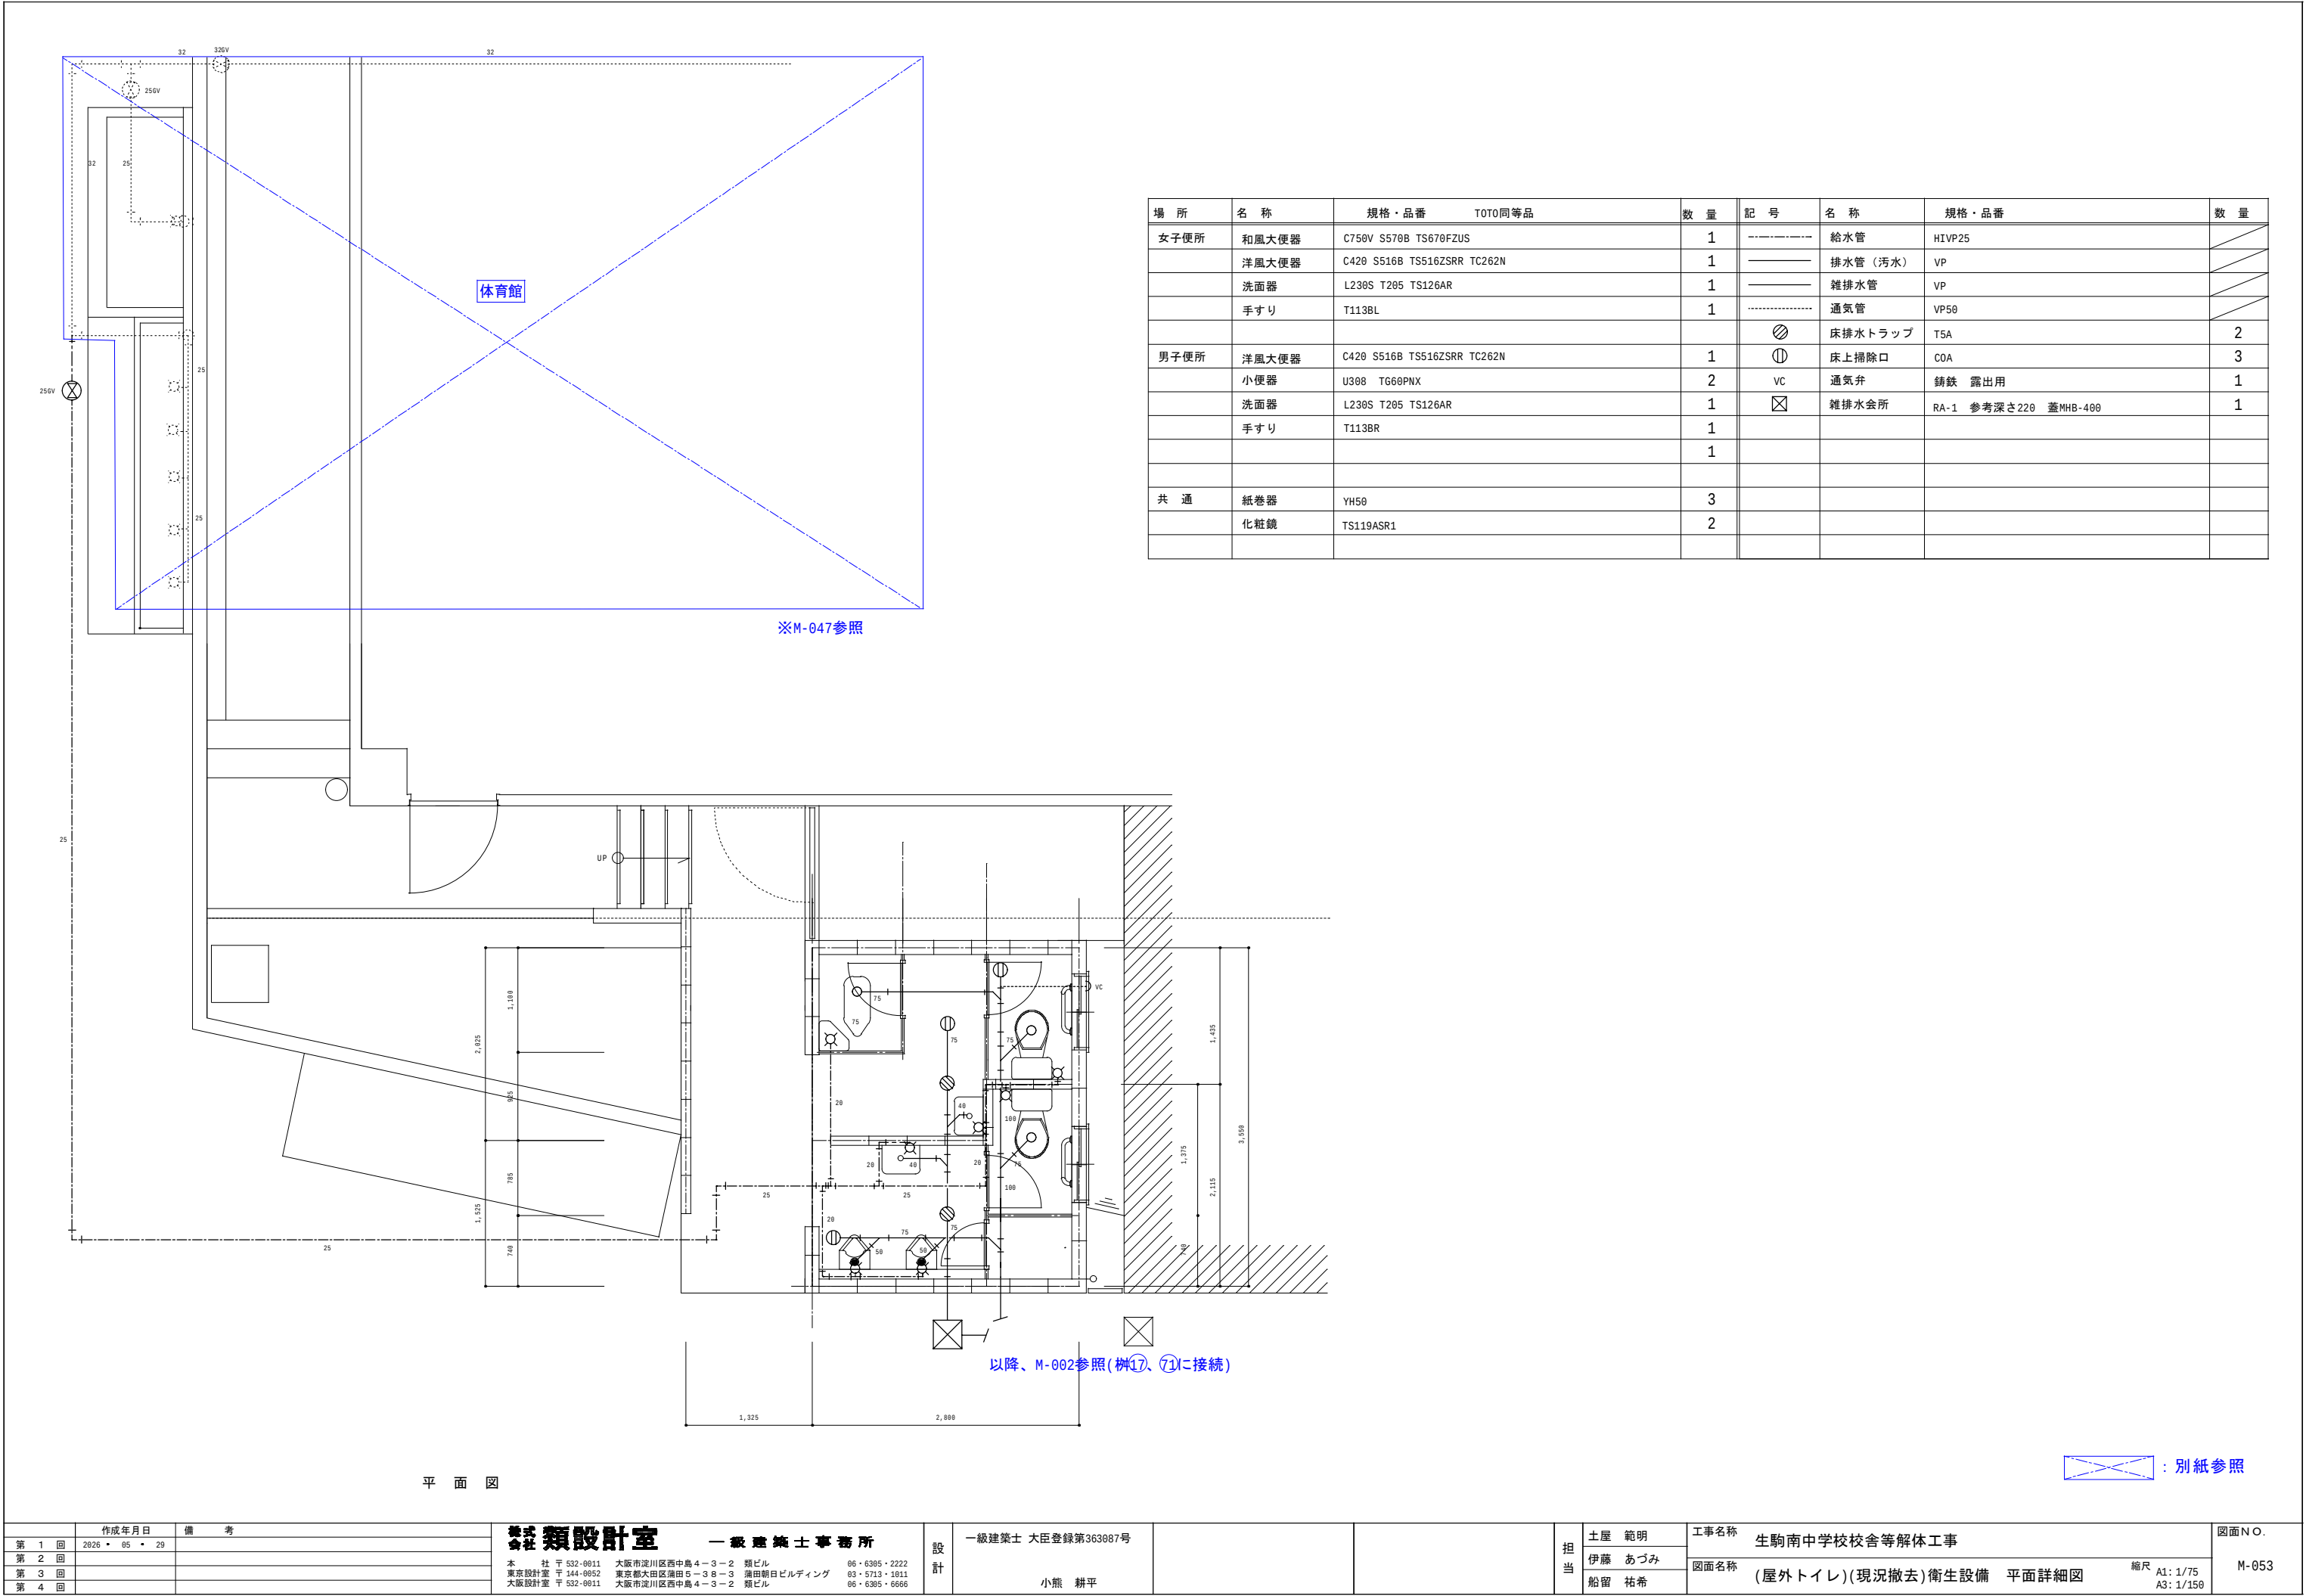

作成年月日		備 考		株式会社 種類設計室 一級建築士事務所 本社 〒 532-0011 大阪市淀川区西中島4-3-2 類ビル 06・6305・2222 東京設計室 〒 144-0052 東京都大田区蒲田5-3-8-1 蒲田朝日ビルディング 03・5713・1011 大阪設計室 〒 532-0011 大阪市淀川区西中島4-3-2 類ビル 06・6305・6666	設計	一級建築士 大臣登録第363087号		担当	土屋 範明	工事名称	生駒南中学校校舎等解体工事	図面NO.		
第 1 回	2026 ・ 05 ・ 29		伊藤 あづみ						図面名称	(屋外トイレ)(現況撤去)衛生設備 平面詳細図			縮尺 A1: 1/75 A3: 1/150	M-053
第 2 回														
第 3 回														
第 4 回														

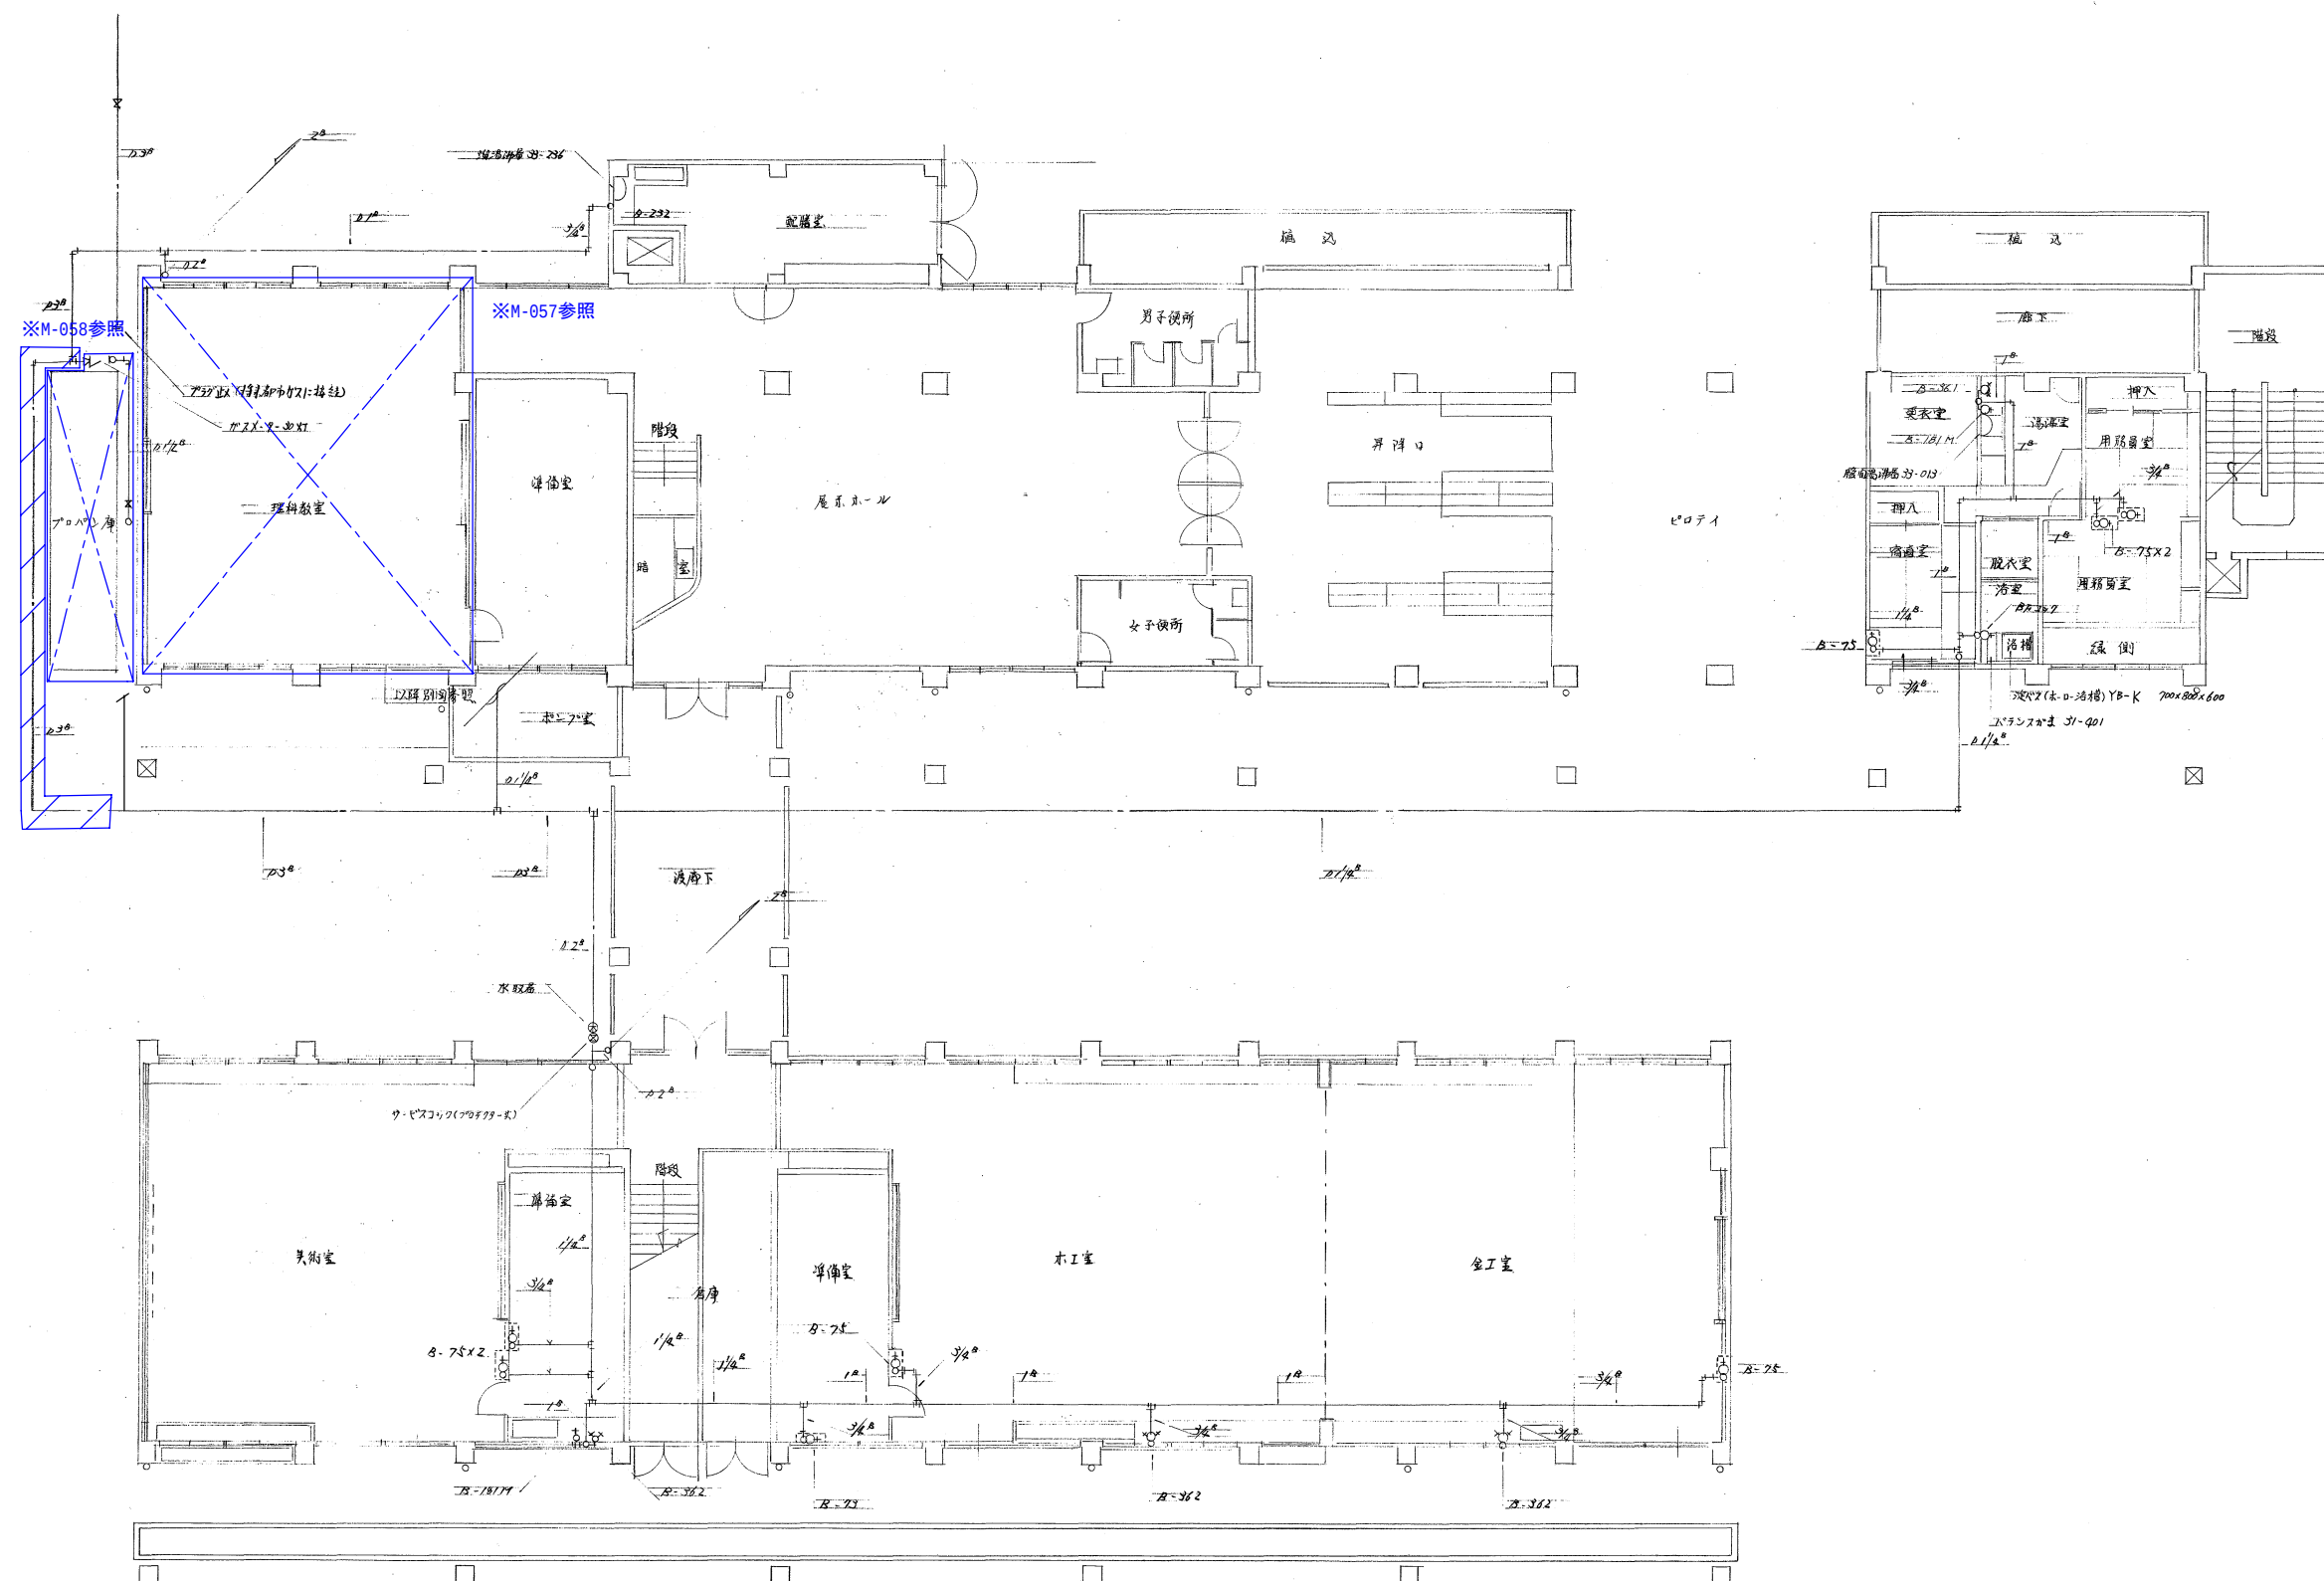

	作成年月日	備 考	事務所設計室 一級建築士事務所 本社 社 宇 532-0611 大阪市淀川区西中島 4-3-2 類ビル 06・6305・2222 東京設計室 宇 144-0652 東京都大田区蒲田 5-3-8-3 蒲田朝日ビルディング 03・5713・1011 大阪設計室 宇 532-0611 大阪市淀川区西中島 4-3-2 類ビル 06・6305・6666	設計 一級建築士 大臣登録第363087号 小熊 耕平		担当	土屋 範明	工事名称	生駒南中学校校舎等解体工事	図面NO.			
第 1 回	2026・05・29						伊藤 あづみ	図面名称			(本館・南館)(現況撤去)プロパンガス設備 1階平面図	縮尺 A1: 1/100 A3: 1/200	M-054
第 2 回							船留 祐希						
第 3 回													
第 4 回													

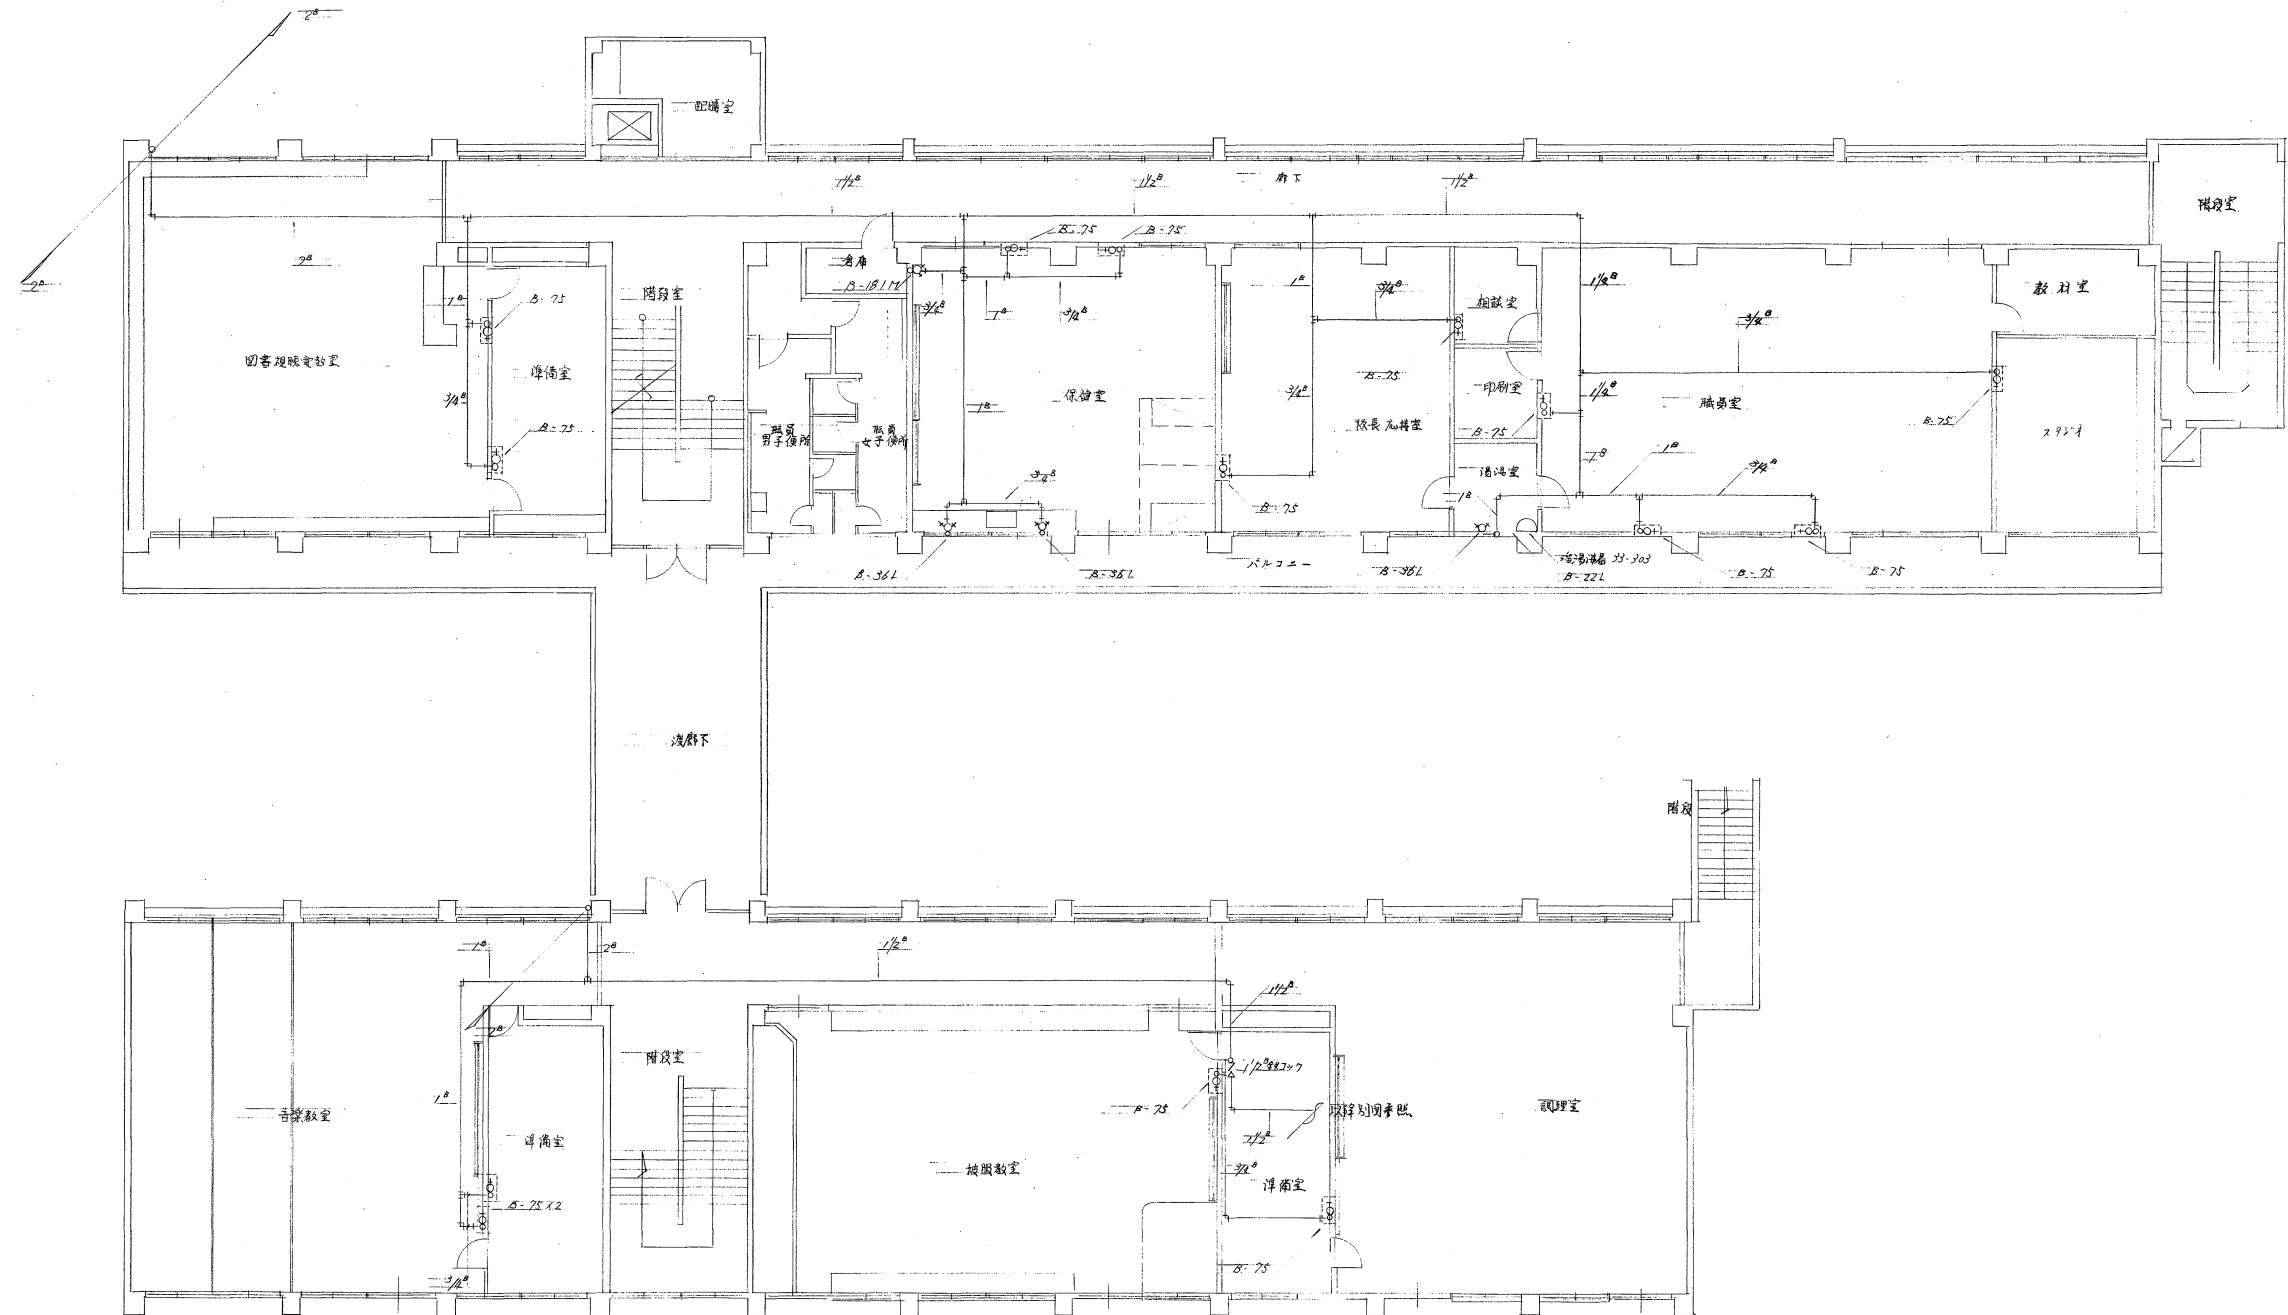

作成年月日		備 考		種類設計室		一級建築士事務所		設計		一級建築士 大臣登録第363987号		担当		土屋 範明		工事名称		図面NO.	
第 1 回	2026	・ 05	・ 29											伊藤 あづみ		生駒南中学校校舎等解体工事		M-055	
第 2 回														船留 祐希		(本館・南館)(現況撤去)プロパンガス設備 2階平面図		縮尺 A1: 1/100 A3: 1/200	
第 3 回																			
第 4 回																			

種類設計室

一級建築士事務所

本社 〒532-0011 大阪市淀川区西中島4-3-2 類ビル 06・6305・2222
東京設計室 〒144-0052 東京都大田区蒲田5-3-3 蒲田朝日ビルディング 03・5713・1011
大阪設計室 〒532-0011 大阪市淀川区西中島4-3-2 類ビル 06・6305・6666

設計

一級建築士 大臣登録第363987号

小熊 耕平

担当

土屋 範明
伊藤 あづみ
船留 祐希


工事名称 生駒南中学校校舎等解体工事

図面名称 (本館・南館)(現況撤去)プロパンガス設備 2階平面図


縮尺 A1: 1/100
A3: 1/200

図面NO.

M-055

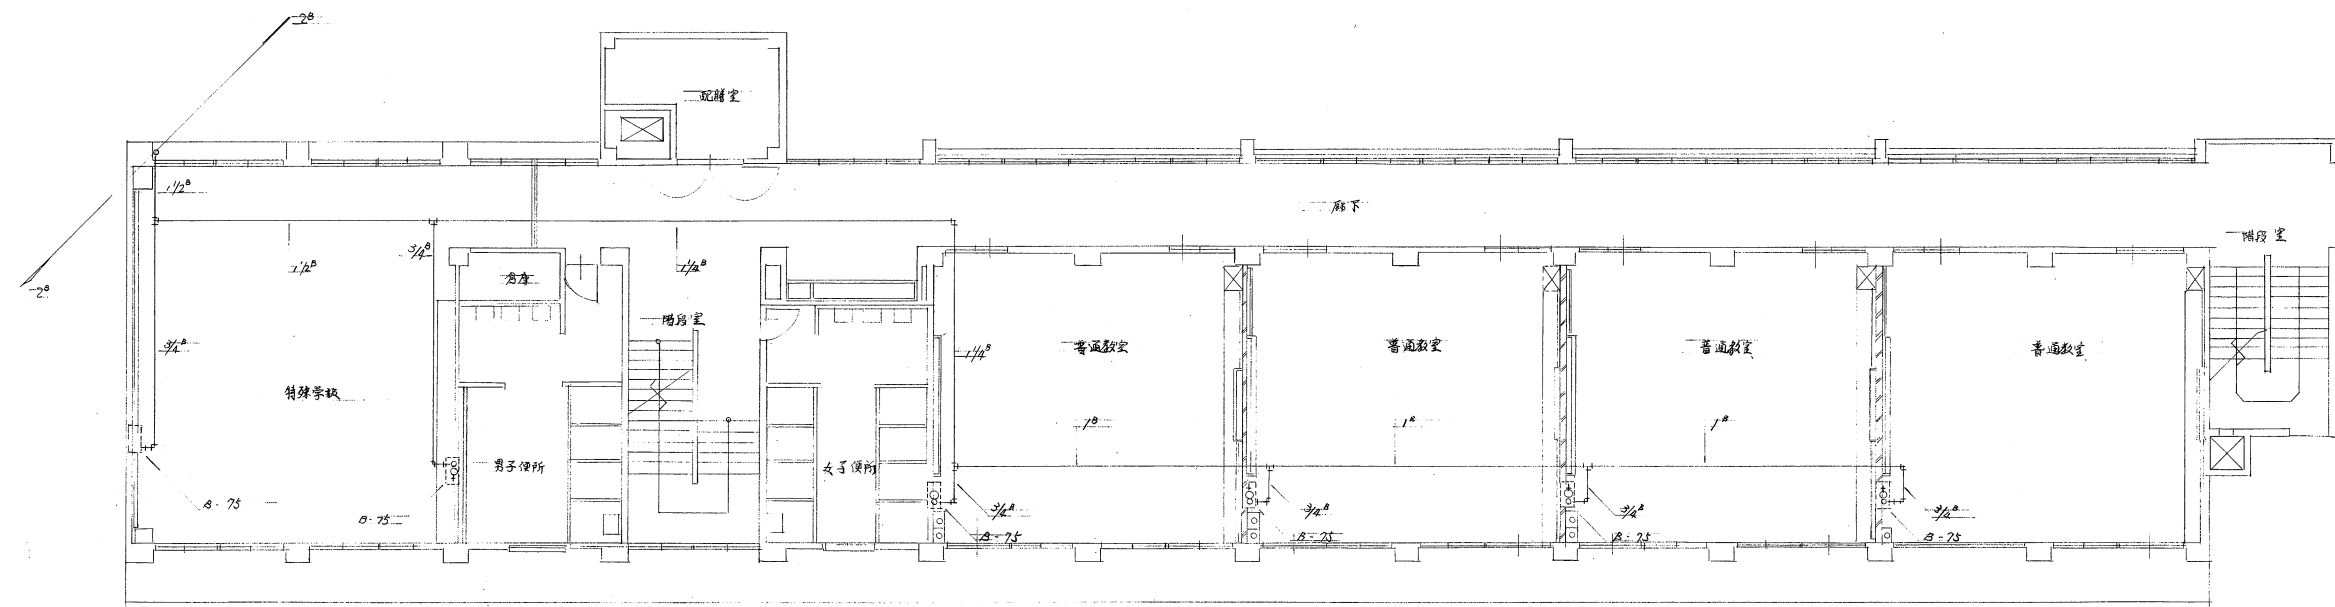

本館3階平面図

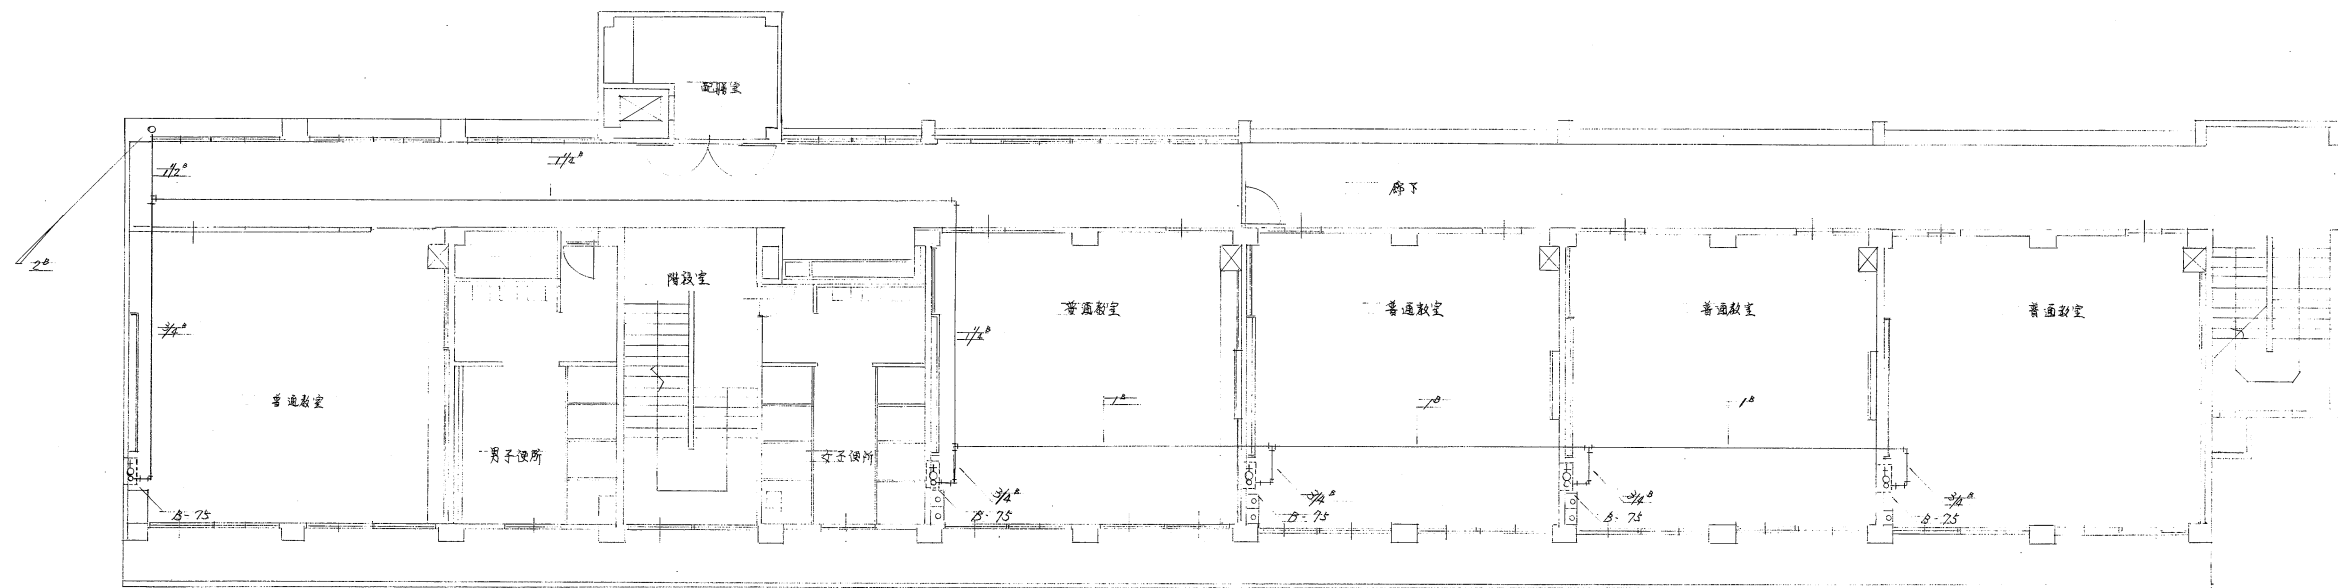


本館4階平面図

作成年月日		備 考		設計	一級建築士 大臣登録第363987号	小 熊 耕 平	土 屋 範 明 伊 藤 あ づ み 船 留 祐 希	工事名称 生駒南中学校校舎等解体工事 図面名称 (本館)(現況撤去)プロパンガス設備 3.4階平面図	縮尺 A1: 1/100 A3: 1/200	図面NO. M-056
第 1 回	2026 ・ 05 ・ 29									
第 2 回										
第 3 回										
第 4 回										

設計


一級建築士事務所

本社 〒532-0011 大阪府淀川区西中島4-3-2 類ビル 06・6305・2222
東京設計室 〒144-0052 東京都大田区蒲田5-3-3 蒲田朝日ビルディング 03・5713・1011
大阪設計室 〒532-0011 大阪府淀川区西中島4-3-2 類ビル 06・6305・6666

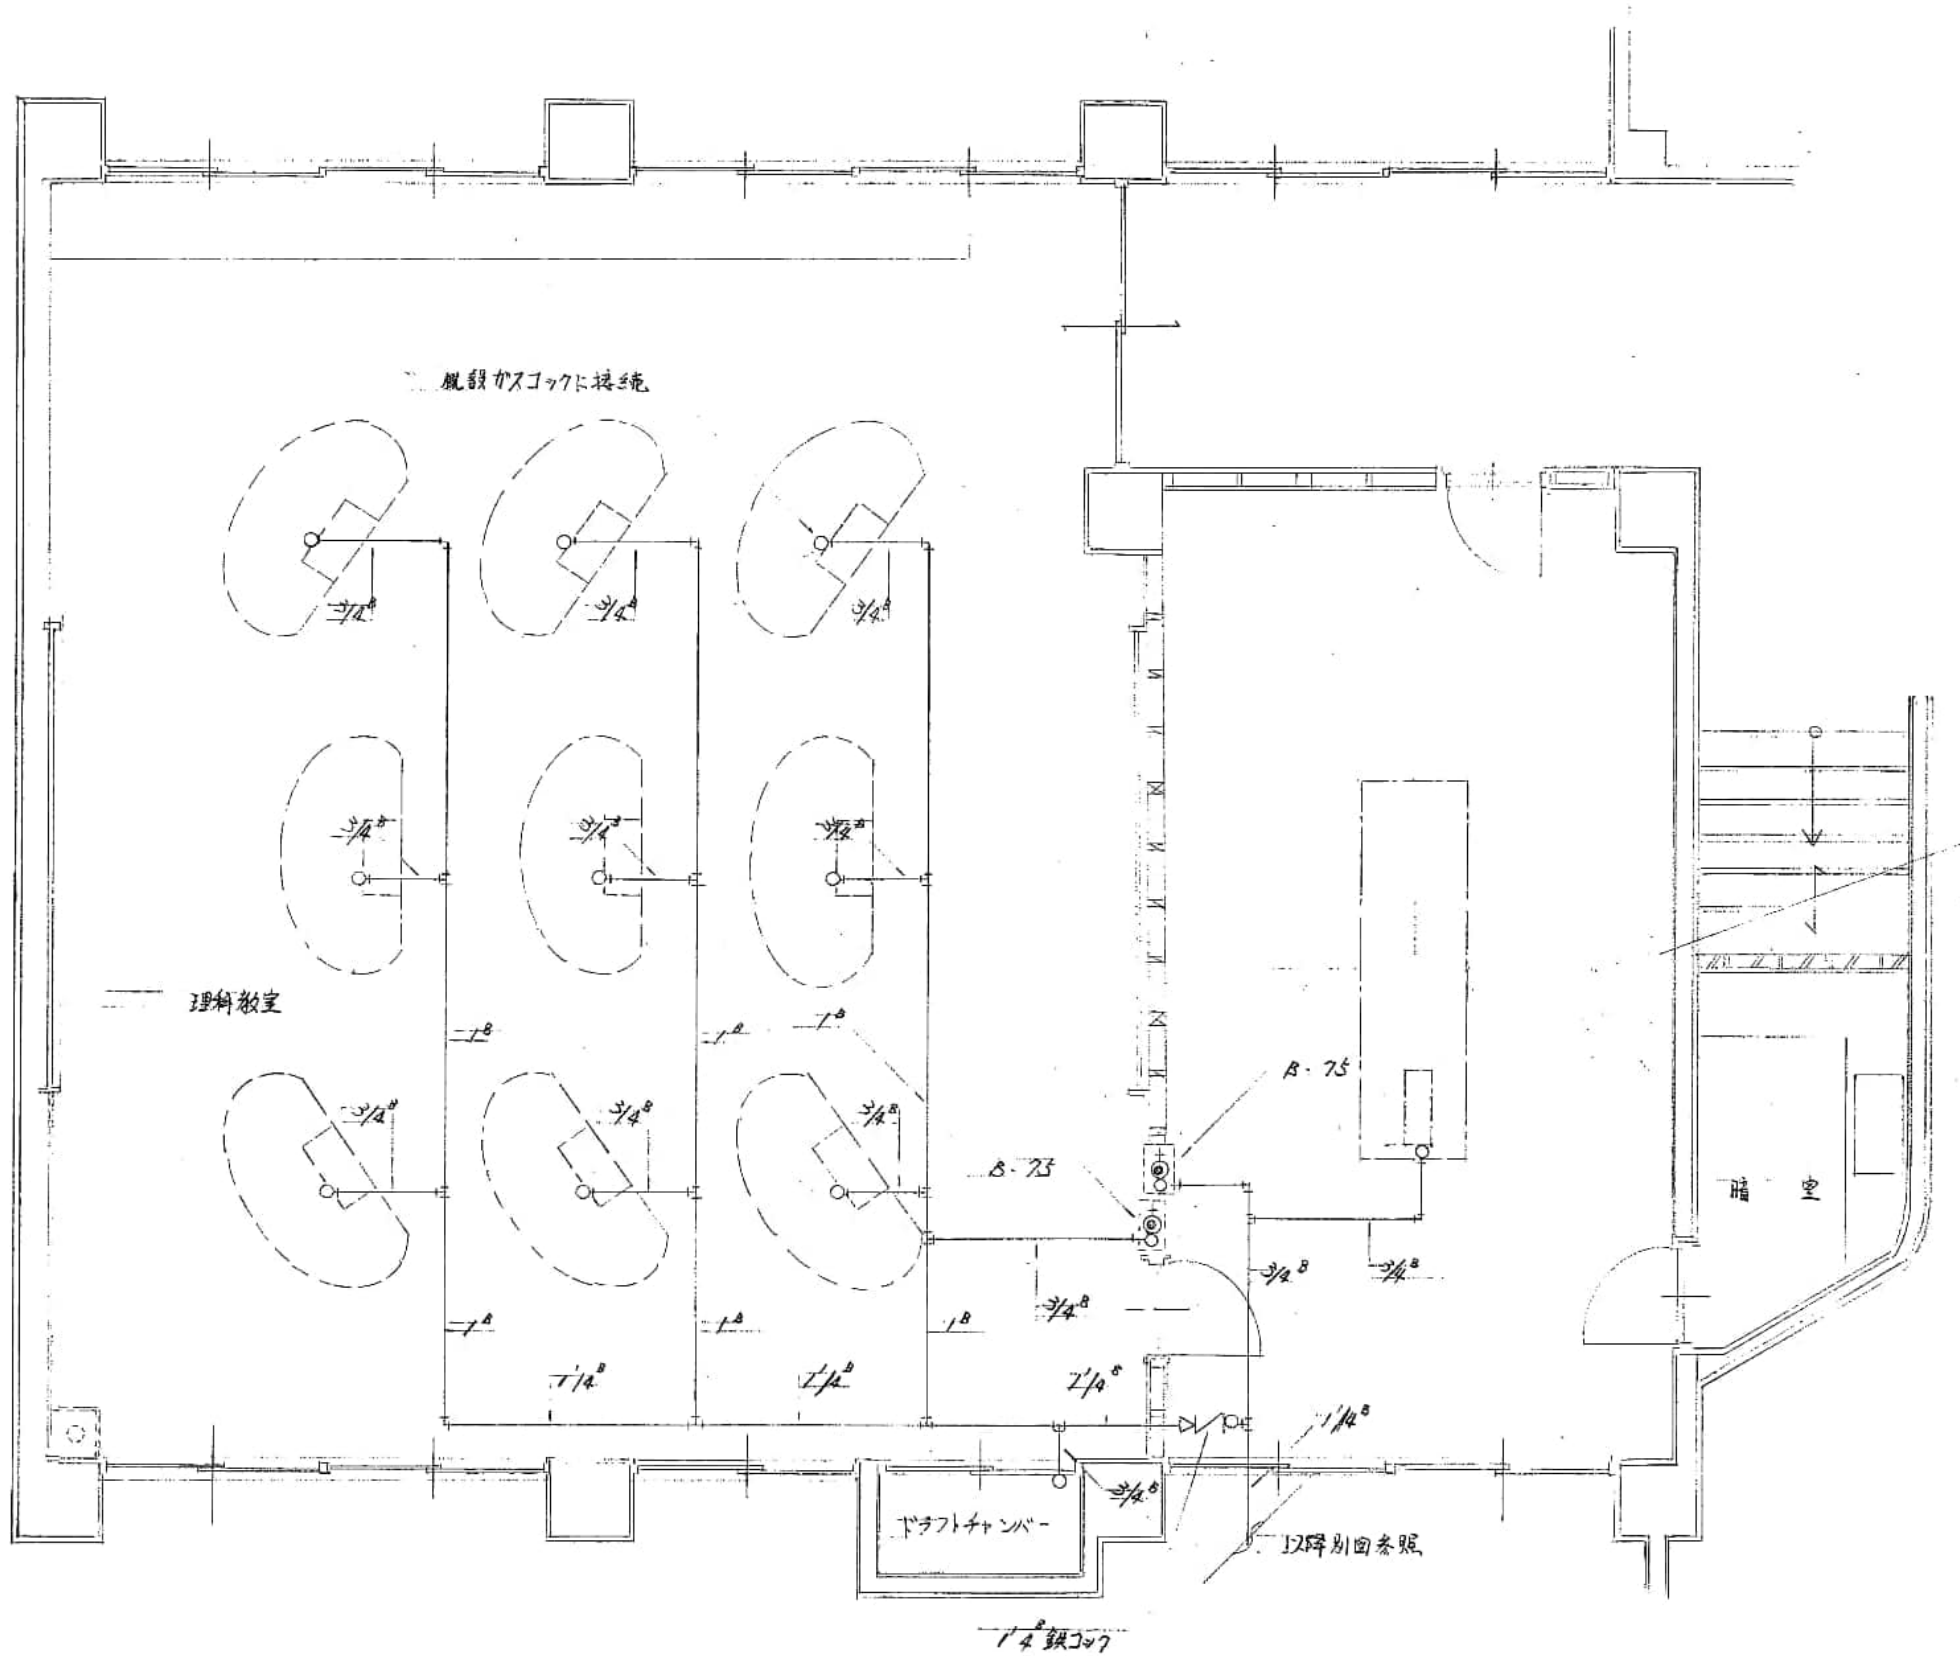


作成年月日		備 考		株式会社 類設計室	一級建築士事務所	一級建築士 大臣登録第363087号	竣工 設計	担当	土屋 範明	工事名称	図面NO.
第 1 回	2026. 05. 29								伊藤 あづみ	生駒南中学校校舎等解体工事	
第 2 回										図面名称	
第 3 回										(本館)(現況撤去)プロパンガス設備 理科室平面詳細図	
第 4 回										縮尺 A1: 1/30 A3: 1/60	
本社 〒532-0811 大阪府淀川区西中島4-3-2 類ビル				東京設計室 〒144-0852 東京都大田区蒲田5-3-8-3 蒲田朝日ビルディング				大阪設計室 〒532-0811 大阪府淀川区西中島4-3-2 類ビル			
06・6305・2222				03・5713・1011				06・6305・6666			
				小熊 耕平							


以降、M-054参照

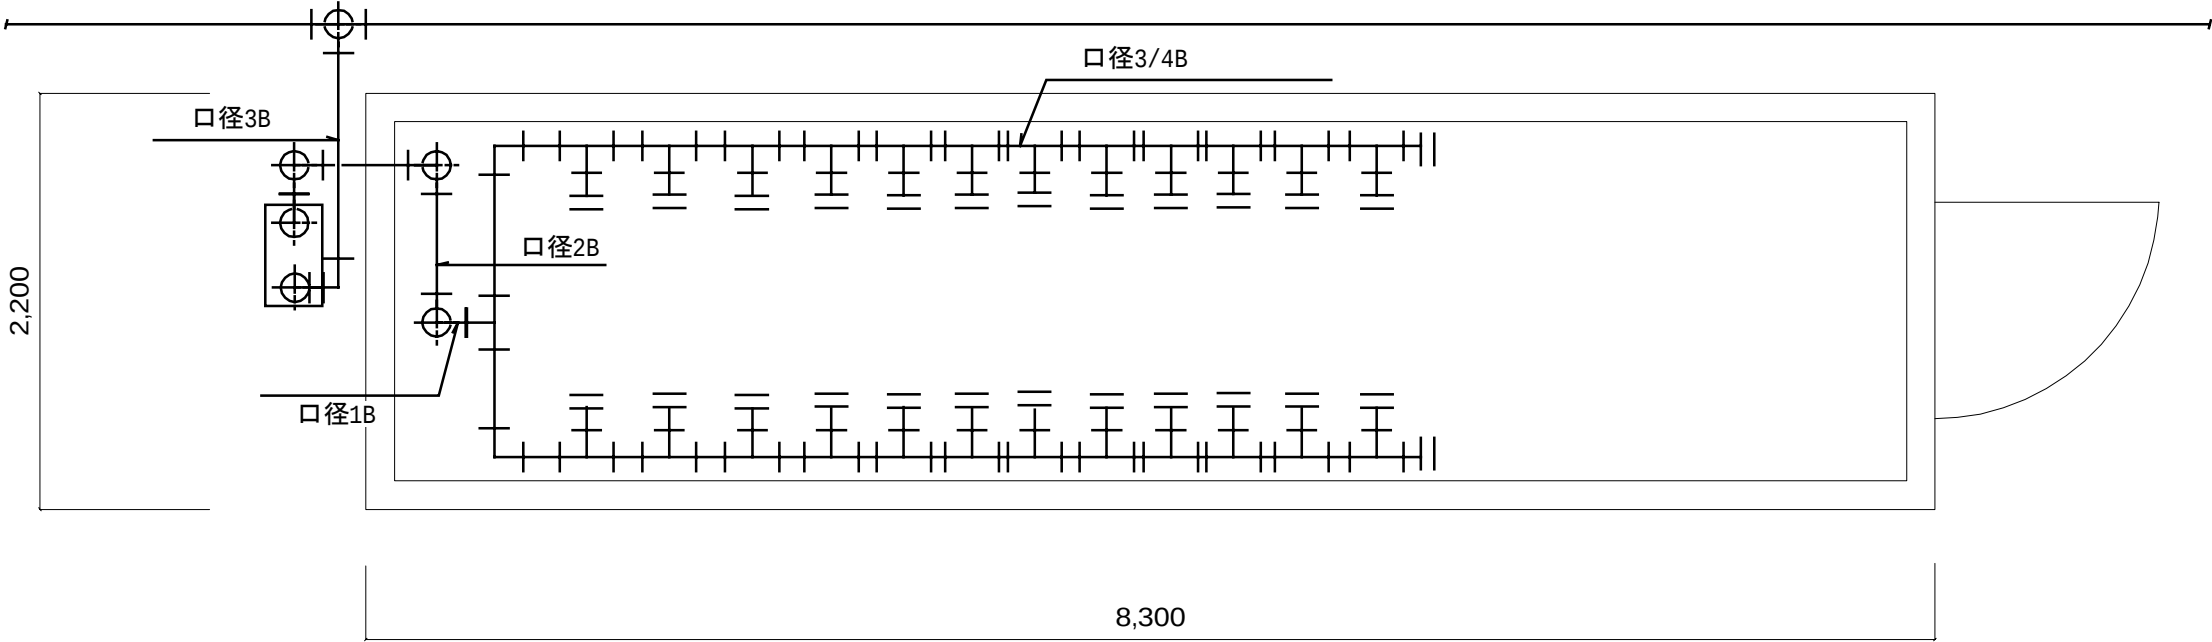

以降、M-054参照

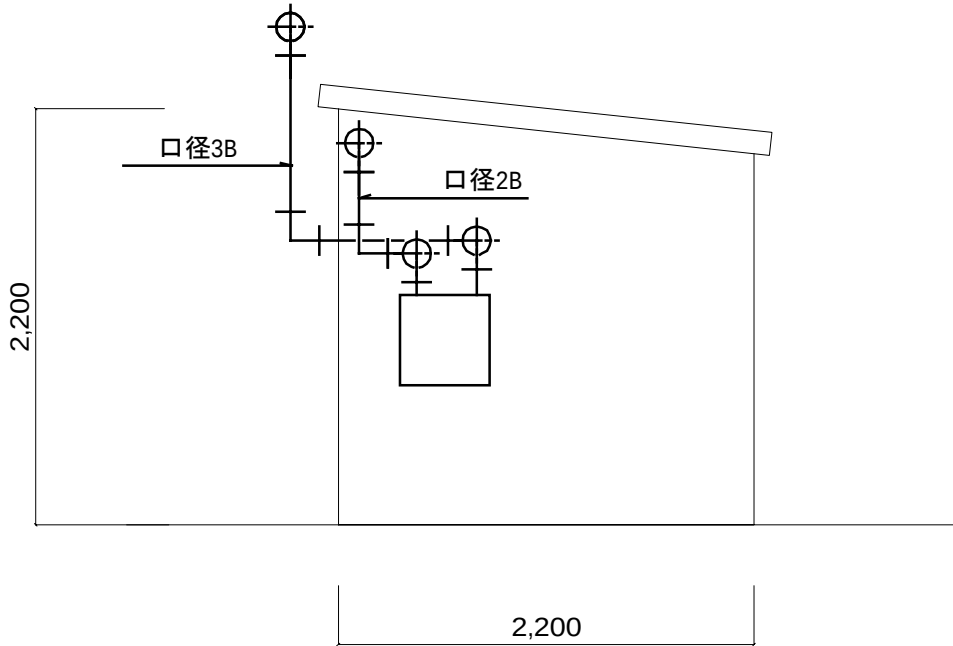


※配管付属品（写真参照）は撤去対象とする。

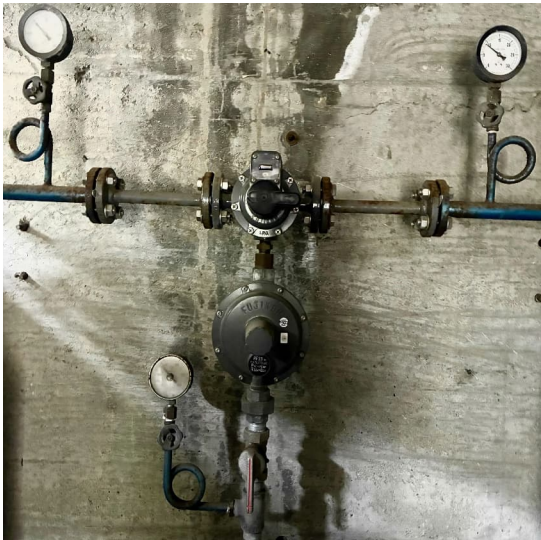


北側立面図

作成年月日		備 考		株式会社 類設計室 一級建築士事務所 本社 〒532-0811 大阪市淀川区西中島4-3-2 類ビル 東京設計室 〒144-0852 東京都大田区蒲田5-3-8-3 蒲田朝日ビルディング 大阪設計室 〒532-0811 大阪市淀川区西中島4-3-2 類ビル 06・6395・2222 03・5713・1011 06・6395・6666	設計 01	一級建築士 大臣登録第363087号				土屋 範明	工事名称	生駒南中学校校舎等解体工事		図面NO.	
第 1 回	2026・05・29									伊藤 あづさ	図面名称	(本館)(現況撤去)プロパンガス設備 LPガス庫詳細図		縮尺 A1: 1/20 A3: 1/40	M-058
第 2 回															
第 3 回										船留 祐希					
第 4 回									小熊 耕平						

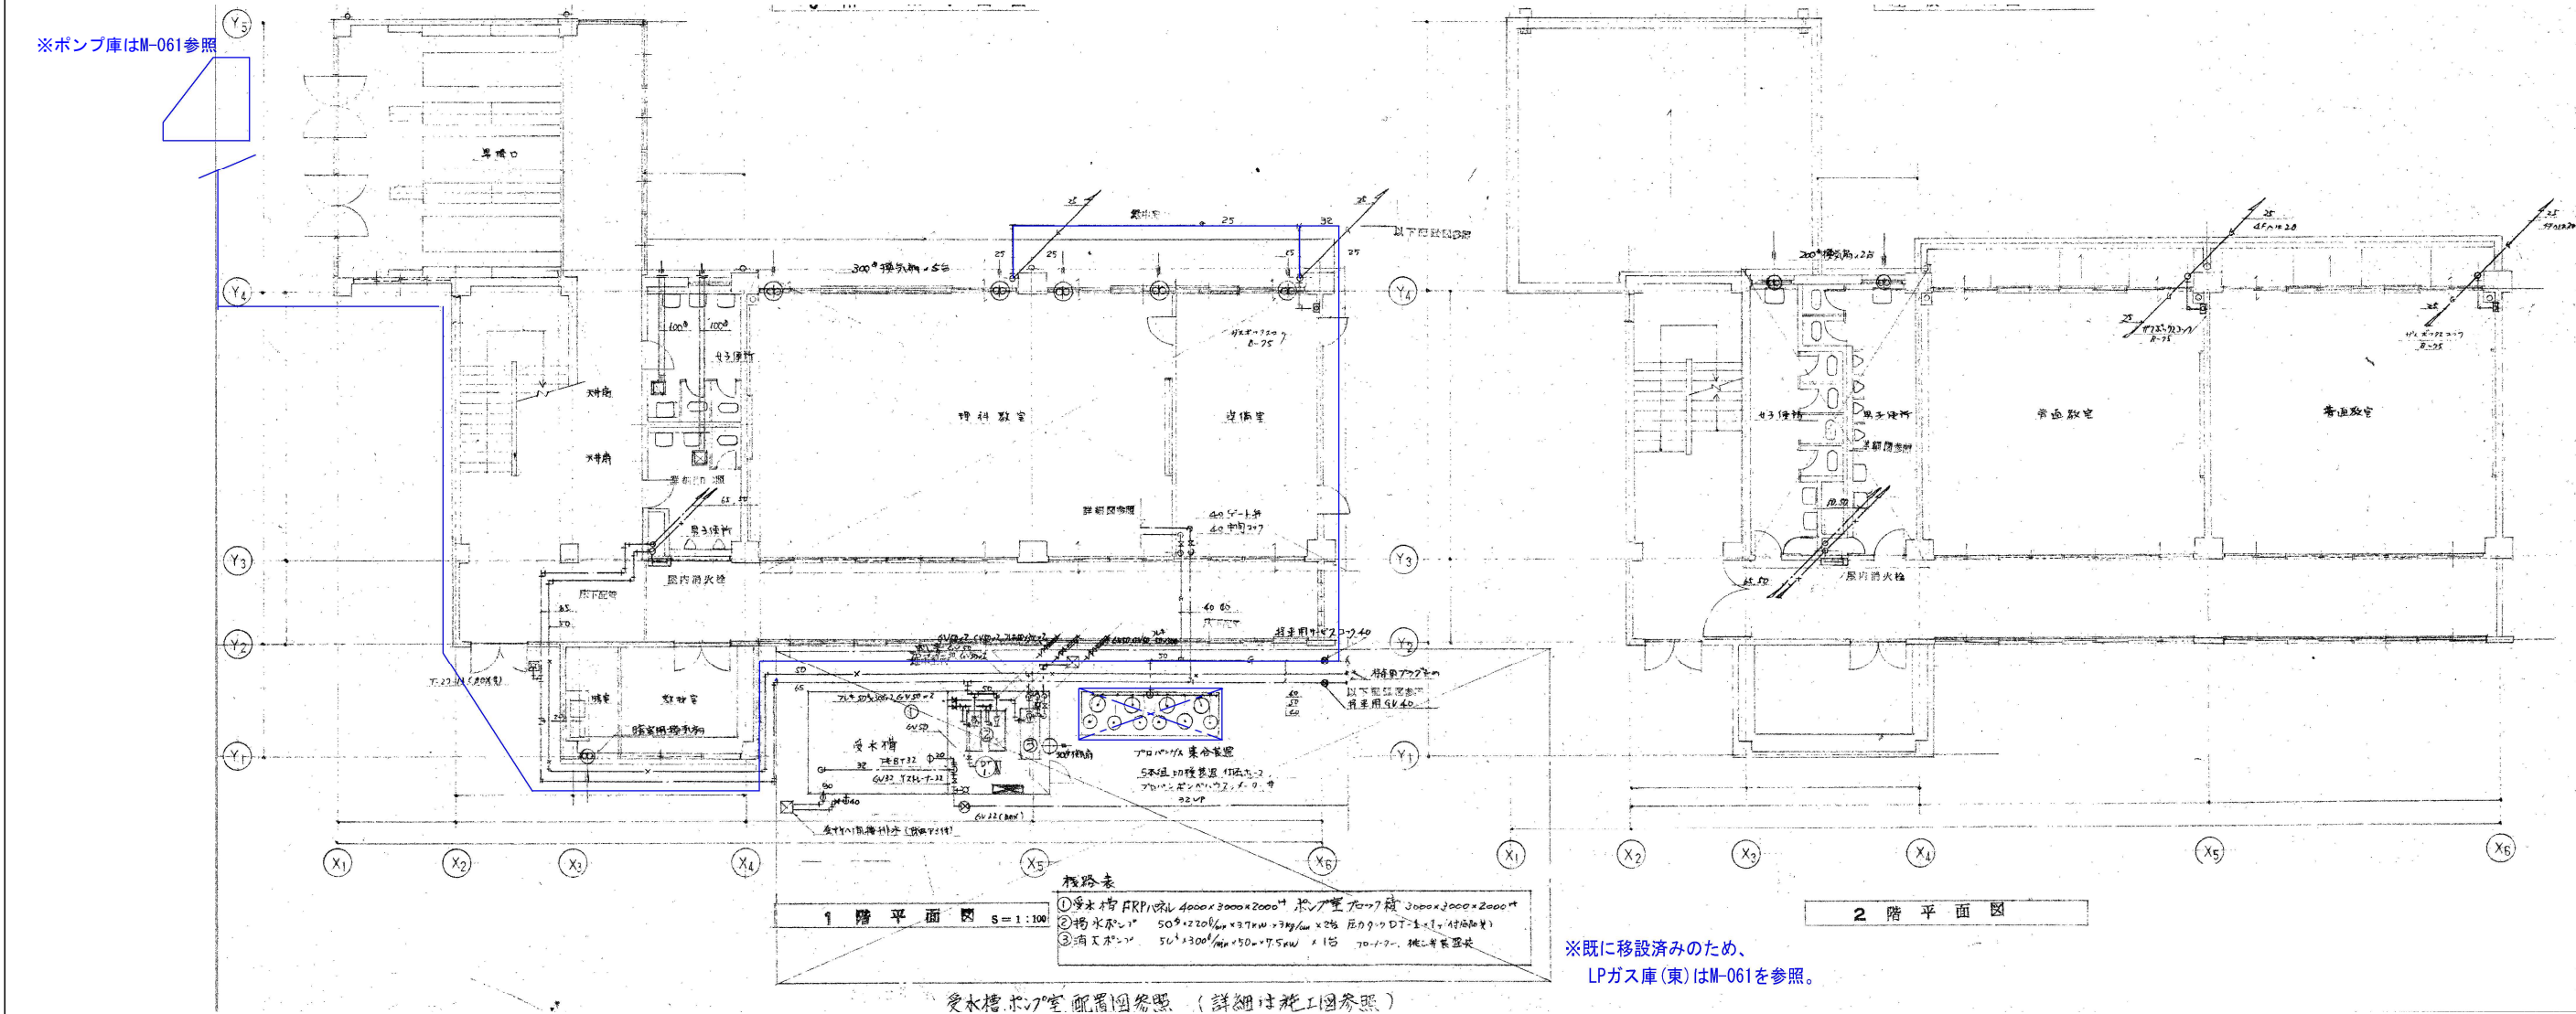


別紙参照

作成年月日		備 考		種類設計室 一級建築士事務所 本社 〒532-0011 大阪市淀川区西中島4-3-2 類ビル 06・6305・2222 東京設計室 〒144-0052 東京都大田区蒲田5-3-8-3 蒲田朝日ビルディング 03・5713・1011 大阪設計室 〒532-0011 大阪市淀川区西中島4-3-2 類ビル 06・6305・6666	設計 一級建築士 大臣登録第363087号 小熊 耕平		担当	土屋 範明	工事名称	生駒南中学校校舎等解体工事		図面NO. M-059
第1回	2026・05・29		伊藤 あづみ					図面名称	(東館)(現況撤去)プロパンガス設備 1.2階平面図		縮尺 A1: 1/100 A3: 1/200	
第2回			船留 祐希									
第3回												
第4回												

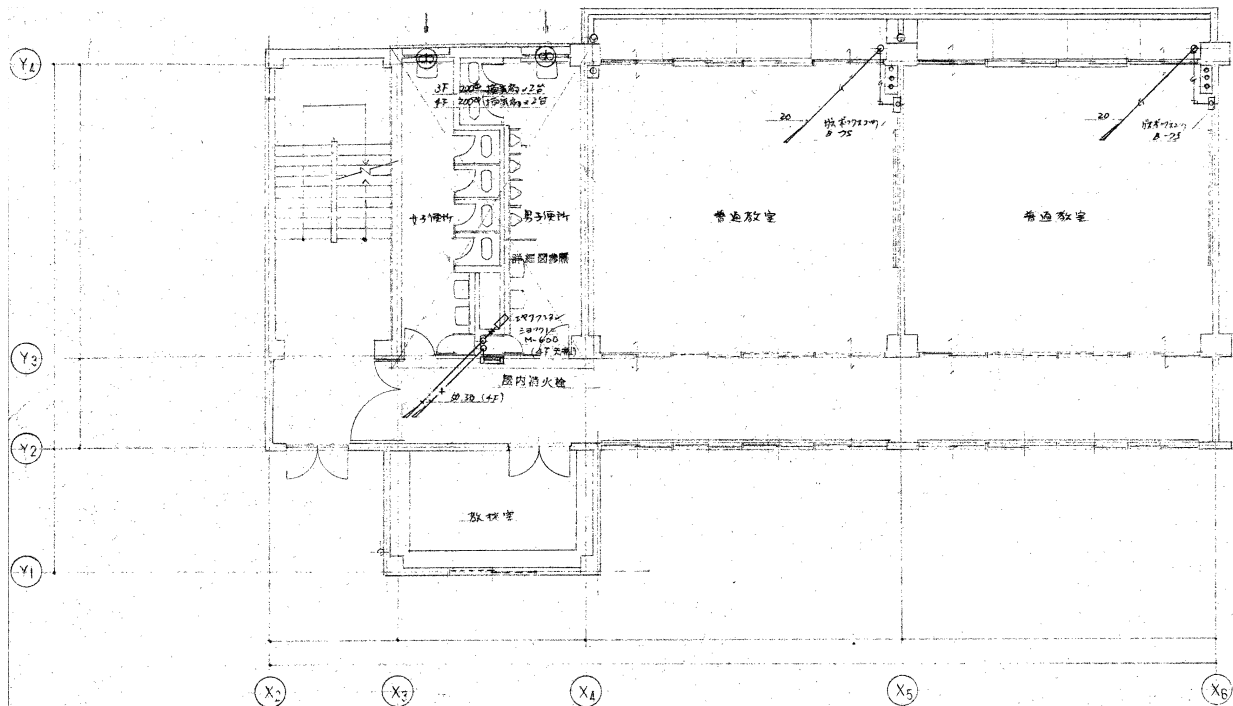

3 階 4 階 平 面 図

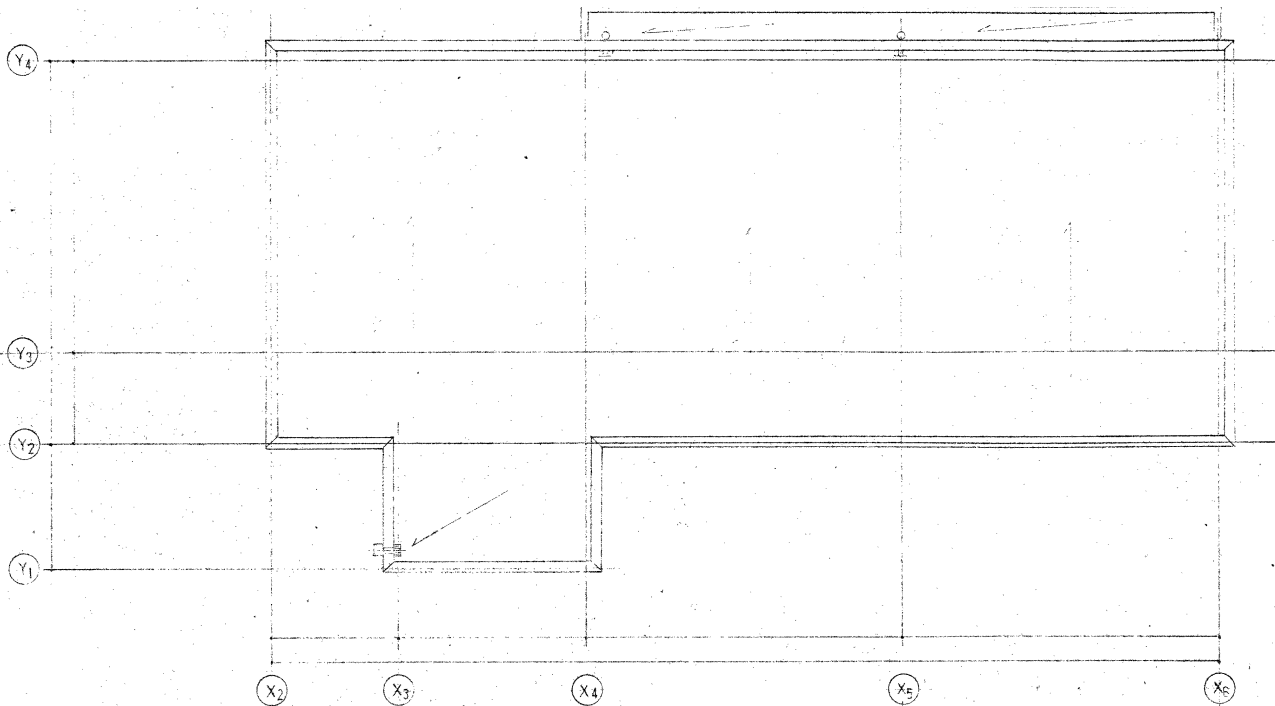

屋 根 平 面 図

作成年月日		備 考		種類設計室		一級建築士事務所		設計		一級建築士 大臣登録第363987号		担当		土屋 範明		工事名称		図面NO.	
第 1 回	2026	・ 05	・ 29											伊藤 あづみ		生駒南中学校校舎等解体工事		A1: 1/100	
第 2 回														船留 祐希		図面名称		A3: 1/200	
第 3 回																(東館)(現況撤去)プロパンガス設備		M-060	
第 4 回																3.4階平面図			



作成年月日		備 考	株式会社	株式会社	一級建築士事務所	設計	一級建築士 大臣登録第363087号			担当	土屋 範明 伊藤 あづみ 船留 祐希	工事名称 生駒南中学校校舎等解体工事 図面名称 (東館)(現況撤去)プロパンガス設備 LPガス庫(東)詳細図 縮尺 A1: 1/15 A3: 1/30	図面NO. M-061
第 1 回	2026. 8. 29		本社	〒532-0611	大阪市淀川区西中島 4-3-2	類ビル	06-6395-2222						
第 2 回			東京設計室	〒144-0052	東京都大田区蒲田 5-3-8	瀬田朝日ビルディング	03-5713-1811						
第 3 回			大阪設計室	〒532-0611	大阪市淀川区西中島 4-3-2	類ビル	06-6395-6666						
第 4 回								小熊 耕平					